





LEYENDA	
SIMBOLOGIA	
	CIRCUITO IMPULSION AGUA FRIA
	CIRCUITO RETORNO AGUA FRIA
	CIRCUITO IMPULSION AGUA CALIENTE
	CIRCUITO RETORNO AGUA CALIENTE
	Referencia montante. Tramo Diámetro tubería
VER EN PLANO DE DETALLES:	
- AISLAMIENTO TERMICO PARA TUBERIAS DE AGUA	
- VALVULERIA ASOCIADA A SALIDA DE MONTANTE.	

LEYENDA			
EQUIPOS	REF.	DESCRIPCION	
	(FC)	FANCOIL TIPO CONDUCTO	
	(FC)	FANCOIL TIPO VERTICAL	
	(CL)	CLIMATIZADOR DE 2 PISOS	
	(CL)	CLIMATIZADOR EN L	
	(CC)	CLIMATIZADOR COMPACTO	

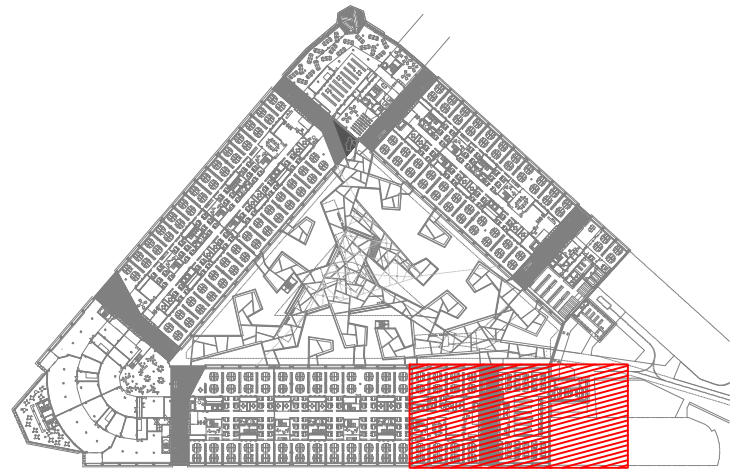


REV.	MOTIVO	FECHA

		AYUNTAMIENTO DE MADRID DIRECCION GENERAL DE PATRIMONIO S.G. DE ARQUITECTURA Y CONSERVACION DEL PATRIMONIO
PROYECTO: ADAPTACION DEL PROYECTO PARA LA REHABILITACION DEL MERCADO DE FRUTAS Y VERDURAS PROYECTO DE EJECUCION		
AUTORES DEL PROYECTO: JESOS ULARGUI AGUIRREZA EDUARDO PESQUERA GONZALEZ		
DIRECCION DEL PROYECTO: JIMENA ROBLES GARCIA DE LA MATA CLETO BARRERO SORRINAS		
NÚMERO: CL61 PLANO: CLIMATIZACION PLANTA BAJA DISTRIBUCION DE TUBERIAS ZONA 1		
ESCALA: 1/100 FORMATO: DIN A1 FECHA: MAYO 2017		
ESCALA GRAFICA 0 1 2 ESCALA: 1/100		
PESQUERA ULARGUI arquitectos s.l.p. C/Fernando Garrido12, Local. 28015, Madrid T 91 444 5433		
E uparquitectos@uparquitectos.com		

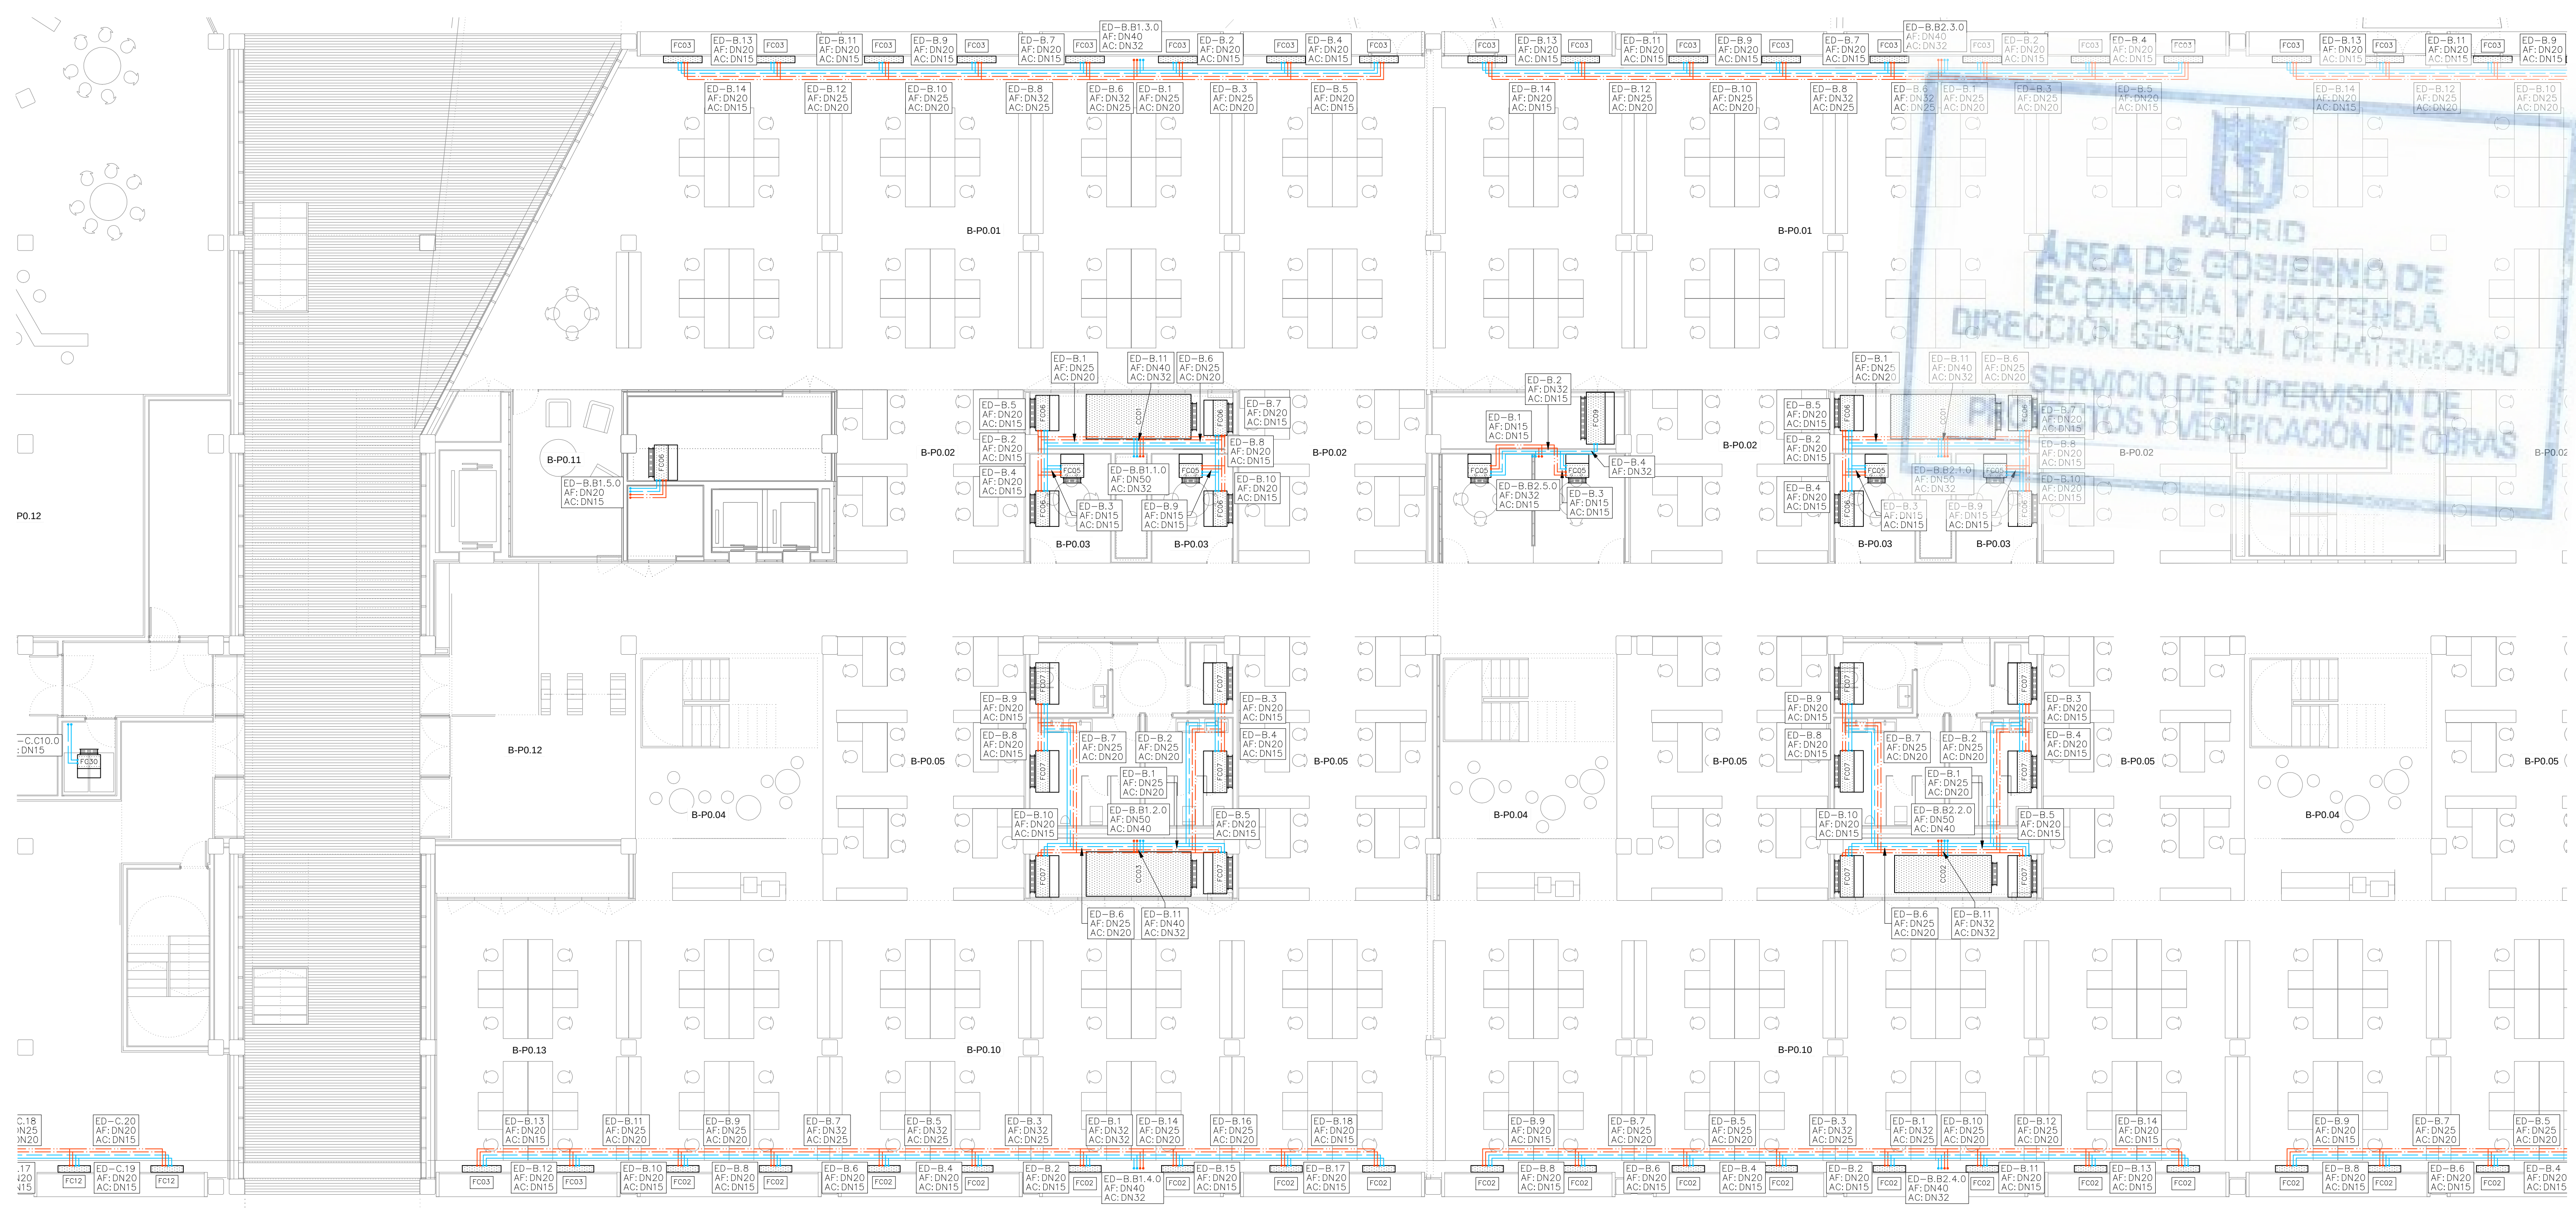

LEYENDA	
SIMBOLOGÍA	
	CIRCUITO IMPULSIÓN AGUA FRÍA
	CIRCUITO RETORNO AGUA FRÍA
	CIRCUITO IMPULSIÓN AGUA CALIENTE
	CIRCUITO RETORNO AGUA CALIENTE
	Referencia montante. Tramo Diámetro tubería
VER EN PLANO DE DETALLES: - AISLAMIENTO TÉRMICO PARA TUBERÍAS DE AGUA - VALVULERÍA ASOCIADA A SALIDA DE MONTANTE.	


LEYENDA		
EQUIPOS	REF.	DESCRIPCIÓN
	(FC)	FANCOIL TIPO CONDUCTO
	(FC)	FANCOIL TIPO VERTICAL
	(CL)	CLIMATIZADOR DE 2 PISOS
	(CL)	CLIMATIZADOR EN L
	(CC)	CLIMATIZADOR COMPACTO

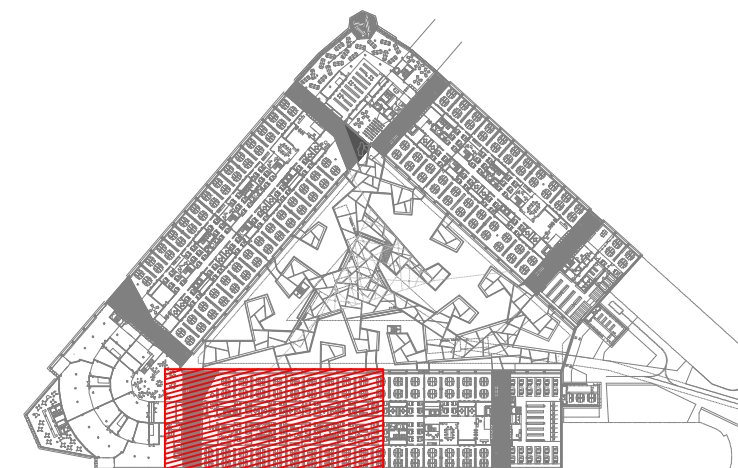


REV.	MOTIVO	FECHA

		AYUNTAMIENTO DE MADRID DIRECCIÓN GENERAL DE PATRIMONIO S.G. DE ARQUITECTURA Y CONSERVACIÓN DEL PATRIMONIO
PROYECTO: ADAPTACIÓN DEL PROYECTO PARA LA REHABILITACIÓN DEL MERCADO DE FRUTAS Y VERDURAS PROYECTO DE EJECUCIÓN		
AUTORES DEL PROYECTO: JESÚS ULARGUI AGUIRREZA DIRECCIÓN DEL PROYECTO: JIMENA ROBLES GARCÍA DE LA MATA		
EDUARDO PESQUERA GONZÁLEZ CLETO BARRERO SORRINIS		
NÚMERO: CL63	PLANO: CLIMATIZACIÓN PLANTA BAJA DISTRIBUCIÓN DE TUBERÍAS ZONA 3	
ESCALA: 1/100 ESCALA GRÁFICA: 1:1	FORMATO: DIN A1 FECHA: MAYO 2017	28515, Madrid T 914445435

CL63_CLB4.dwg

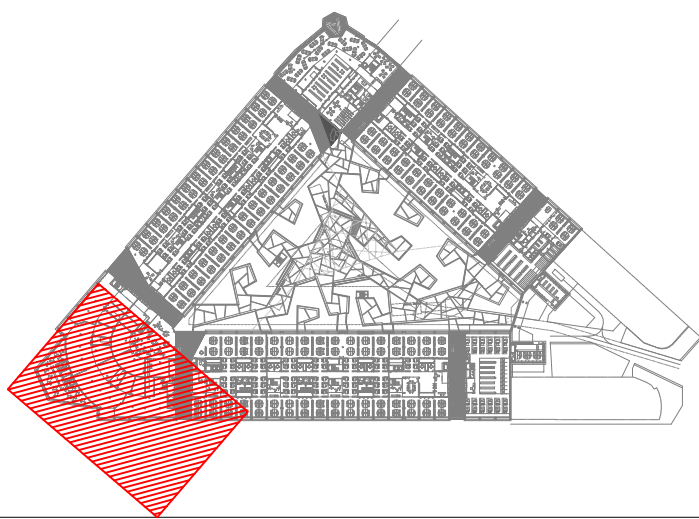

 AYUNTAMIENTO DE MADRID DIRECCIÓN GENERAL DE PATRIMONIO S.G. DE ARQUITECTURA Y CONSERVACIÓN DEL PATRIMONIO	MADRID
PROYECTO: ADAPTACIÓN DEL PROYECTO PARA LA REHABILITACIÓN DEL MERCADO DE FRUTAS Y VERDURAS PROYECTO DE EJECUCIÓN	
AUTORES DEL PROYECTO: 	
JOSÉ LUIS AGUIRREZAGA	EDUARDO PESQUERA GONZÁLEZ
DIRECCIÓN DEL PROYECTO: JIMENA ROBLES GARCÍA DE LA MATA	
CLETO BARREIRO SORRIVAS	



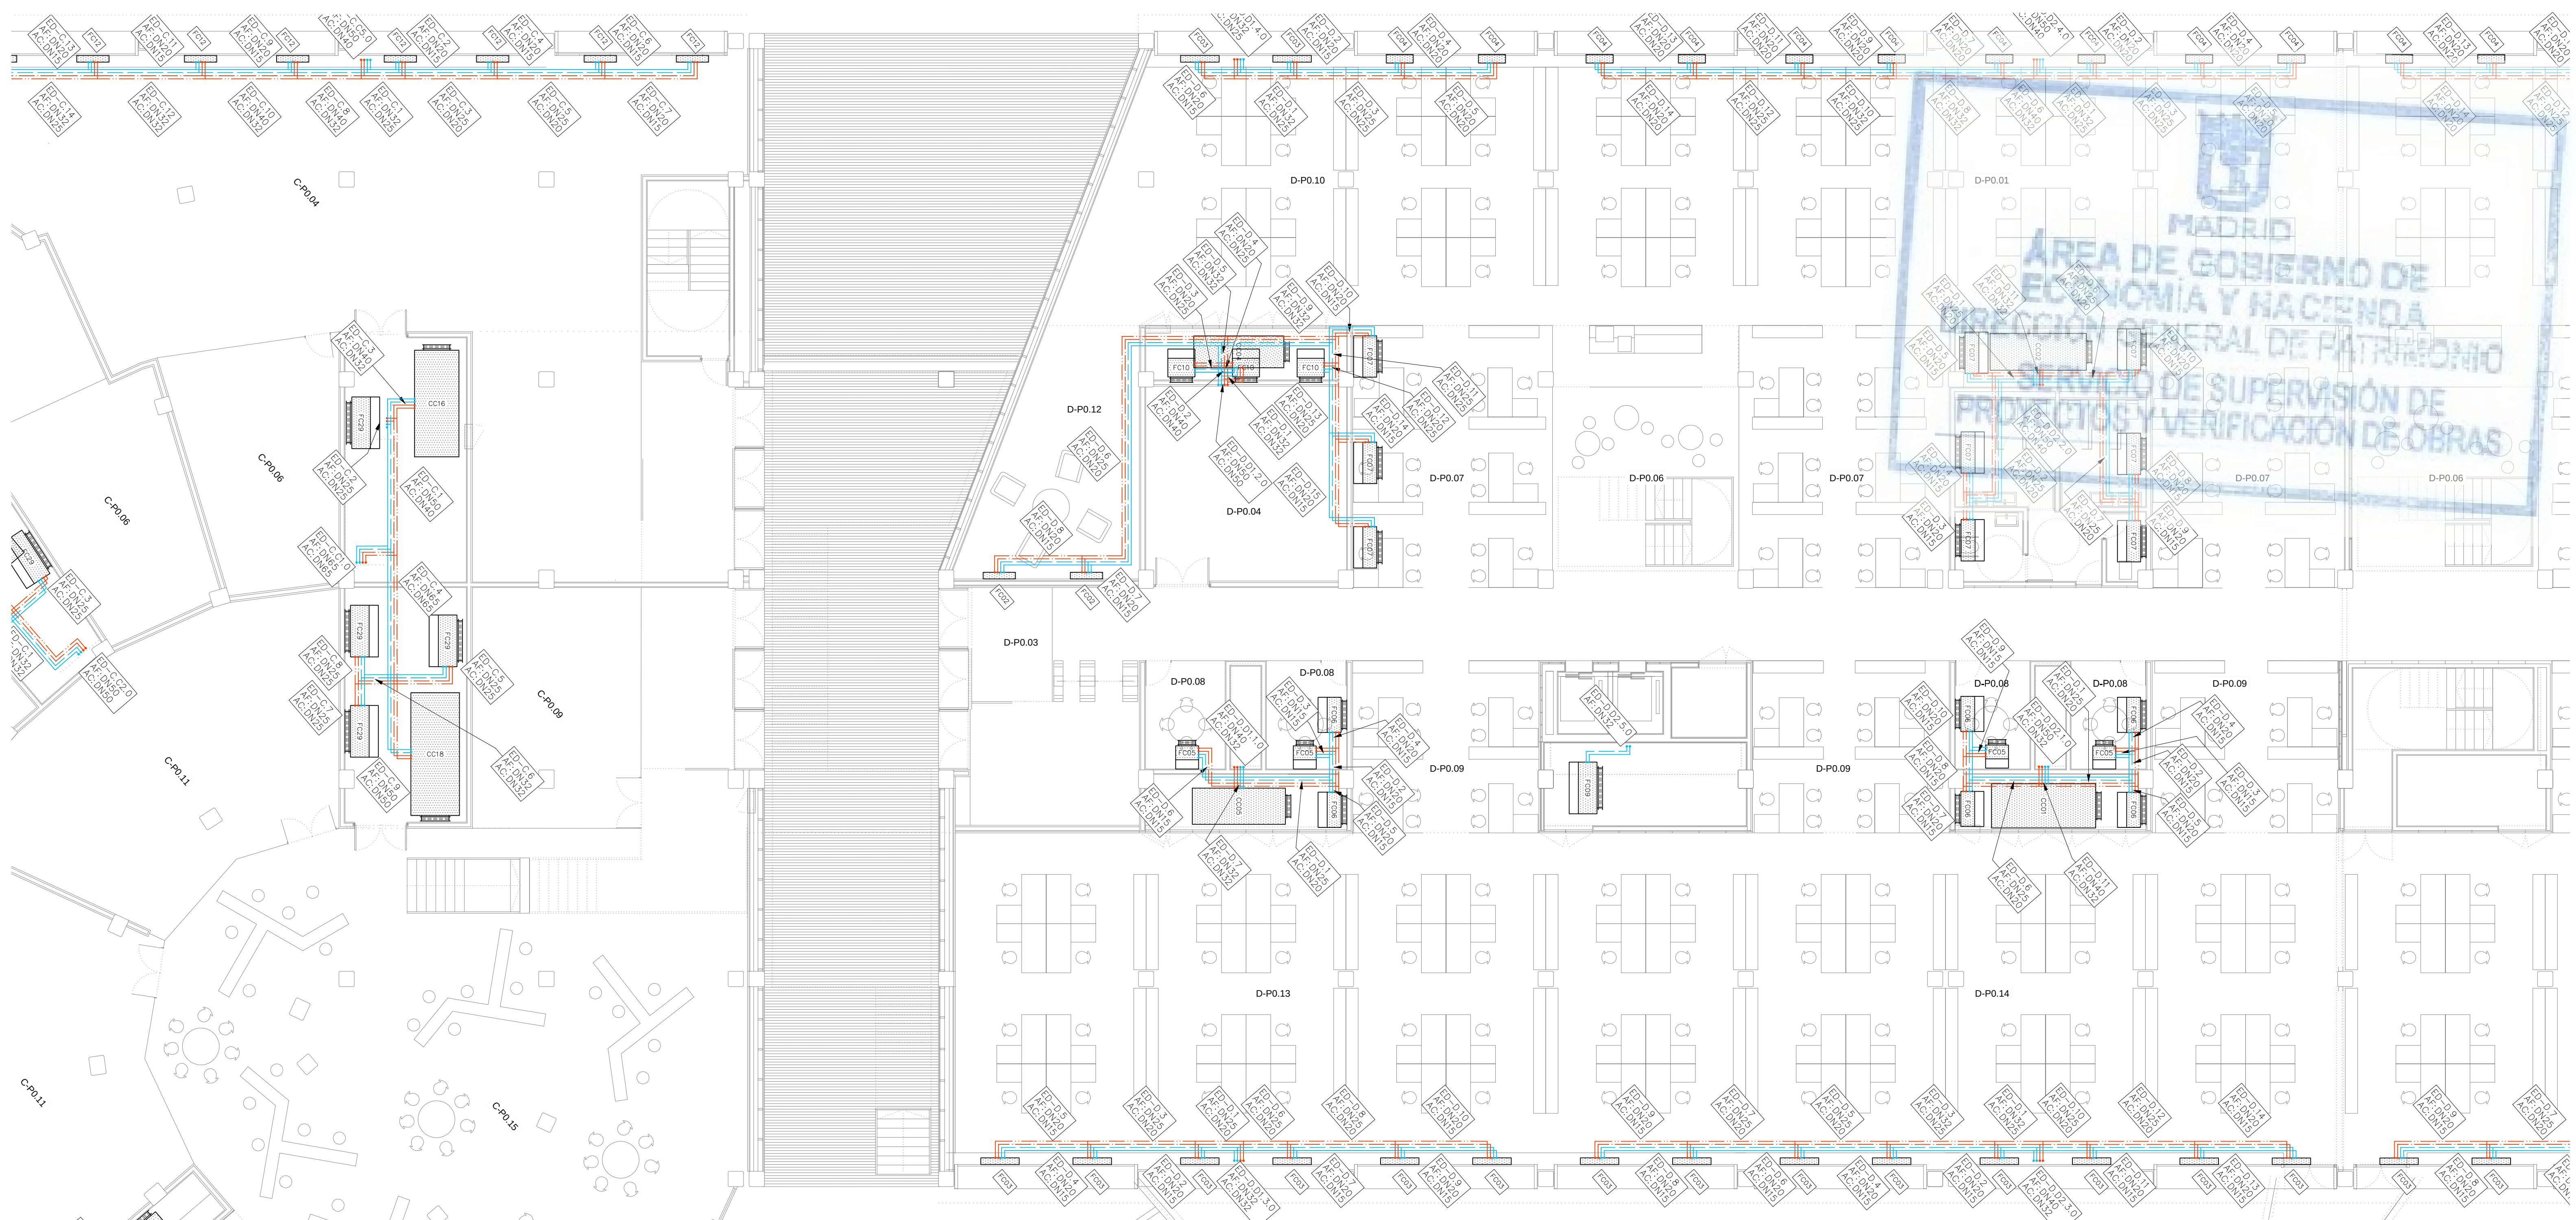



LEYENDA	
SIMBOLOGIA	
	CIRCUITO IMPULSIÓN AGUA FRÍA
	CIRCUITO RETORNO AGUA FRÍA
	CIRCUITO IMPULSIÓN AGUA CALIENTE
	CIRCUITO RETORNO AGUA CALIENTE

Mx.x DNx.x	Referencia montante. Tramo Dímetro tubería
---	---

VER EN PLANO DE DETALLES:

   
- AISLAMIENTO TÉRMICO PARA TUBERÍAS DE AGUA
- VALVULERÍA ASOCIADA A SALIDA DE MONTANTE.

LEYENDA		
EQUIPOS	REF.	DESCRIPCIÓN
	(FC)	FANCOIL TIPO CONDUCTO
	(FC)	FANCOIL TIPO VERTICAL
	(CL)	CLIMATIZADOR DE 2 PISOS
	(CL)	CLIMATIZADOR EN L
	(CC)	CLIMATIZADOR COMPACTO

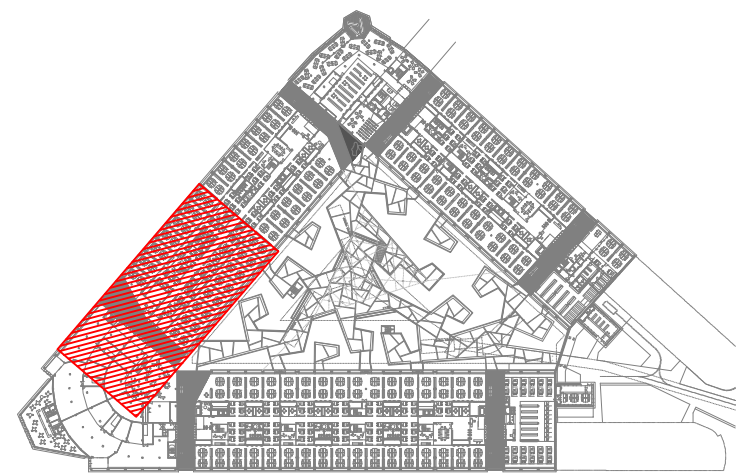


REV	MOTIVO	FECHA
-----	--------	-------

 GOBIERNO DE MADRID AYUNTAMIENTO DE MADRID DIRECCIÓN GENERAL DE PATRIMONIO S.D. DE INICIATIVA Y CONSERVACIÓN DEL PATRIMONIO	
PROYECTO: ADAPTACIÓN DEL PROYECTO PARA LA REHABILITACIÓN DEL MERCADO DE FRUTAS Y VERDURAS PROYECTO DE EJECUCIÓN	
AUTORES DEL PROYECTO: 	
JESÚS ULARQUI AGUIRRE	EDUARDO PESQUERA GONZÁLEZ
DIRECCIÓN DEL PROYECTO: — JAVIER ROBLES GARCÍA DE LA MATA	CLETO BARREIRO SORRIBAS
NÚMERO: CL65	PLANO: CLIMATIZACIÓN PLANTA BAJA DISTRIBUCIÓN DE TUBERÍAS ZONA. 5
ESCALA: 1/100  PEQUEÑA ULARQUI arquitectos s.l.a. E.ularqui@pequeña-ularqui.es	FORMATO: DIN A1 FECHA: MAYO 2017  C/Peñalba Garritón 2, Local. 28015, Madrid T. 914454533

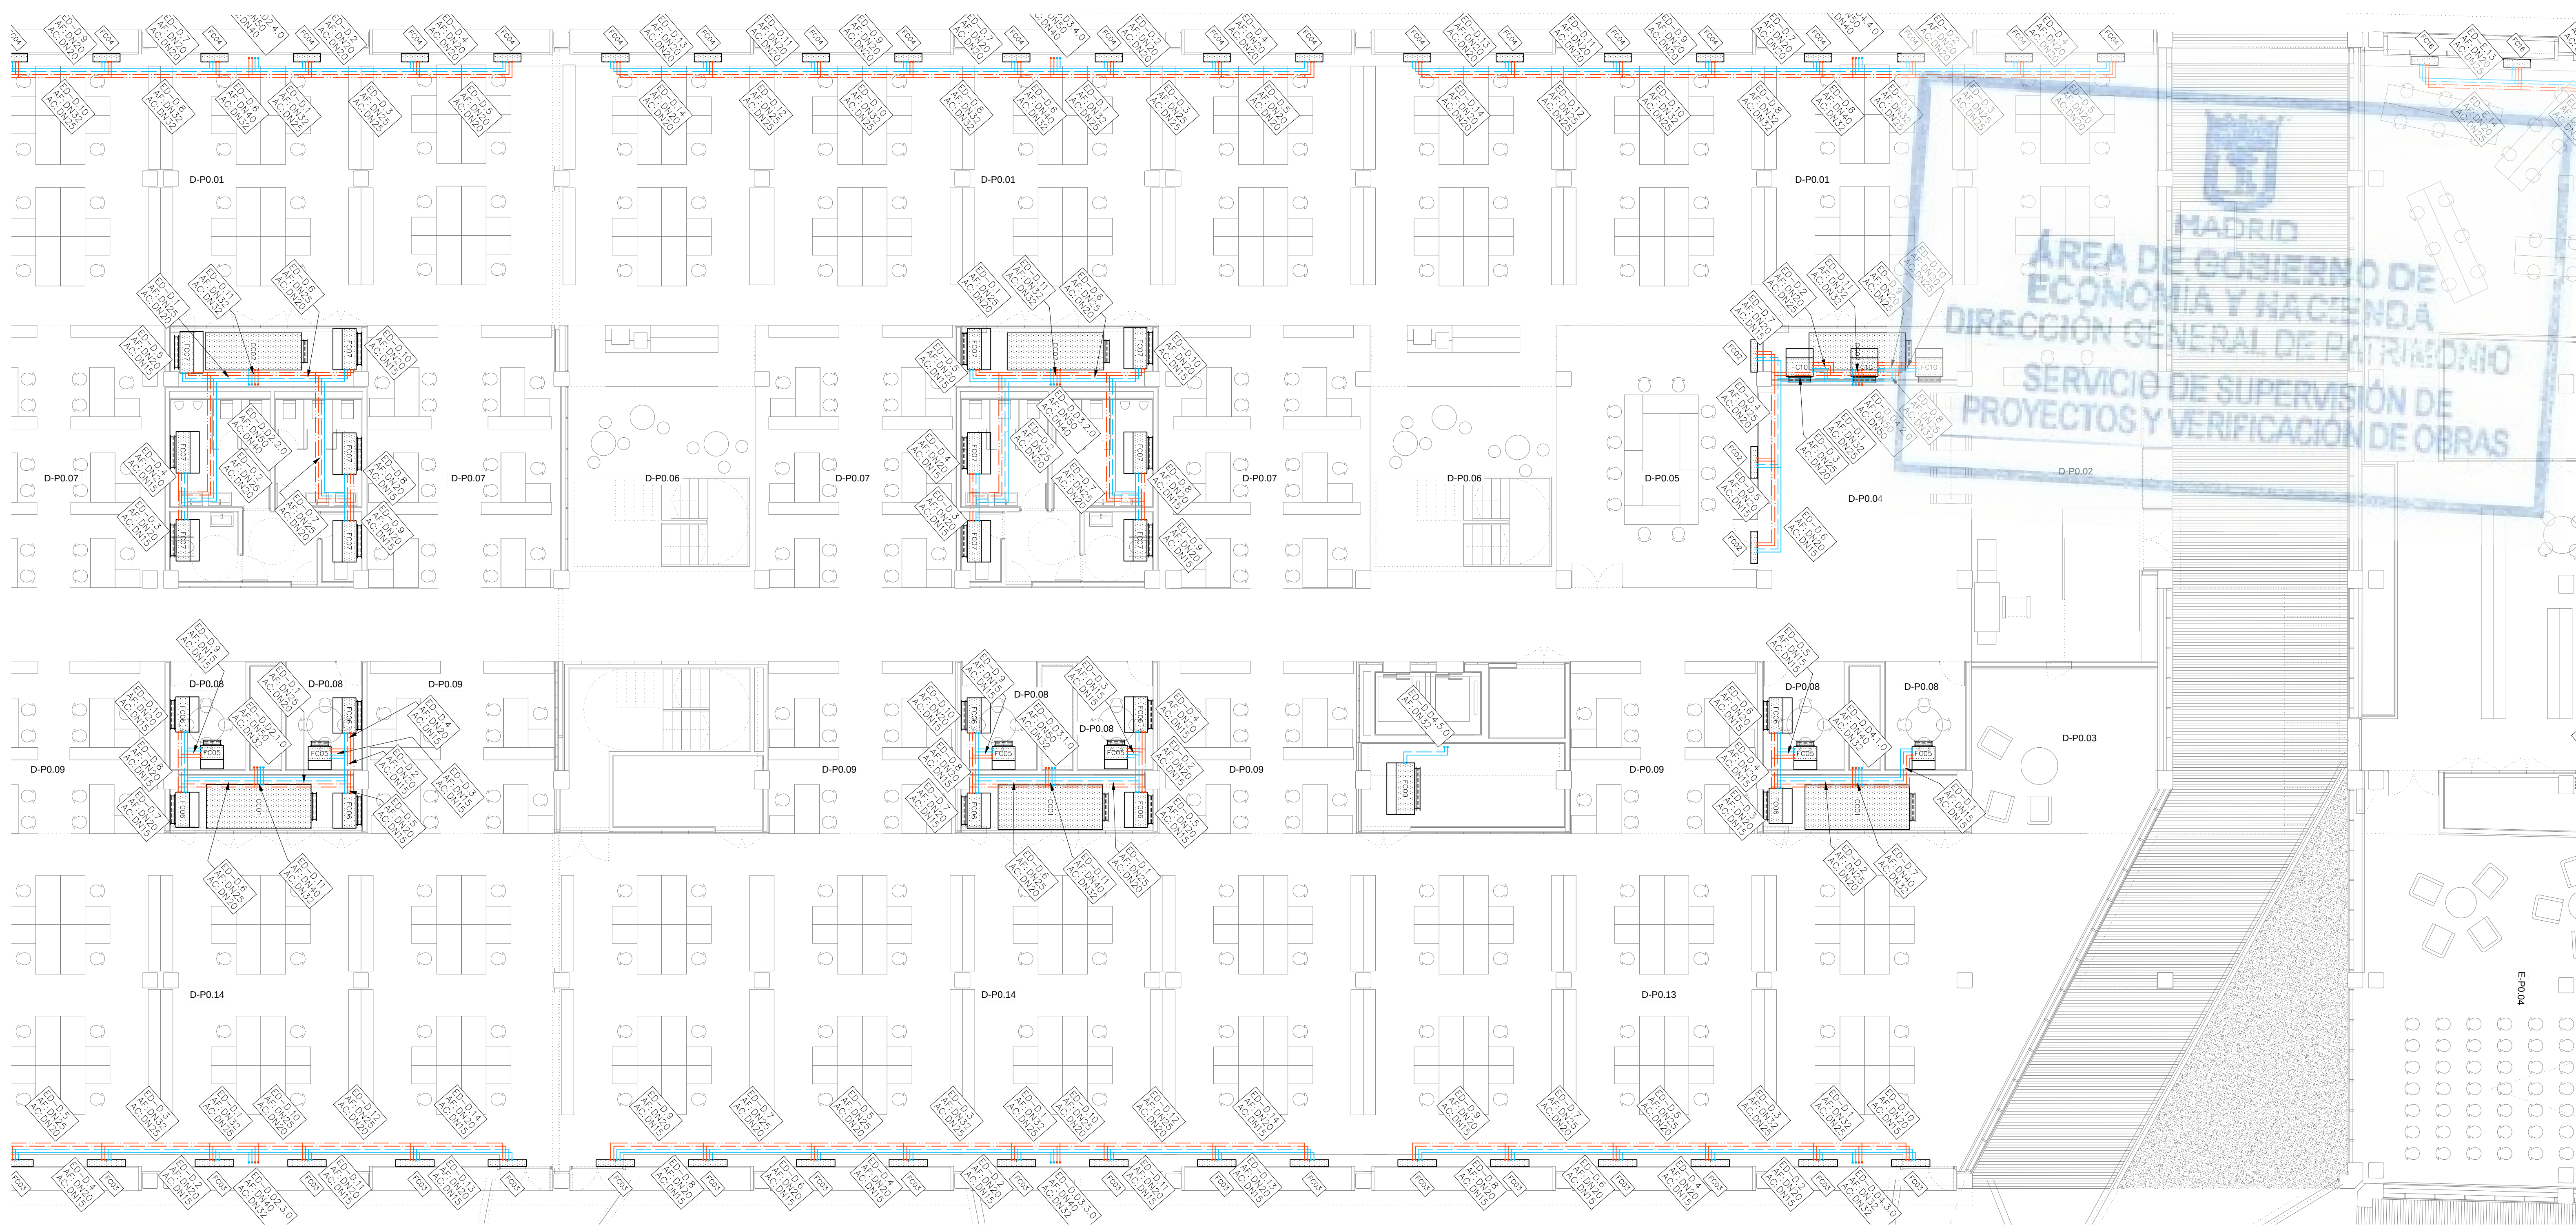

LEYENDA	
SIMBOLOGIA	
	CIRCUITO IMPULSIÓN AGUA FRÍA
	CIRCUITO RETORNO AGUA FRÍA
	CIRCUITO IMPULSIÓN AGUA CALIENTE
	CIRCUITO RETORNO AGUA CALIENTE
	Referencia montante. Tramo Diámetro tubería
VER EN PLANO DE DETALLES: — AISLAMIENTO TÉRMICO PARA TUBERÍAS DE AGUA — VALVULERÍA ASOCIADA A SALIDA DE MONTANTE.	

LEYENDA		
EQUIPOS	REF.	DESCRIPCIÓN
	(FC)	FANCOIL TIPO CONDUCTO
	(FC)	FANCOIL TIPO VERTICAL
	(CL)	CLIMATIZADOR DE 2 PISOS
	(CL)	CLIMATIZADOR EN L
	(CC)	CLIMATIZADOR COMPACTO

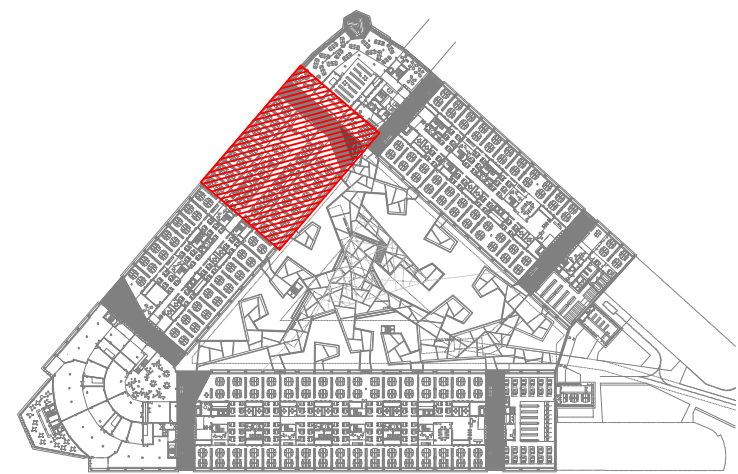


REV.	MOTIVO	FECHA

		AYUNTAMIENTO DE MADRID DIRECCIÓN GENERAL DE PATRIMONIO S.G. DE ARQUITECTURA Y CONSERVACIÓN DEL PATRIMONIO
PROYECTO: ADAPTACIÓN DEL PROYECTO PARA LA REHABILITACIÓN DEL MERCADO DE FRUTAS Y VERDURAS PROYECTO DE EJECUCIÓN AUTORES DEL PROYECTO: JESÚS ULARGUI AGUIRREZA, EDUARDO PESQUERA GONZÁLEZ		
DIRECCIÓN DEL PROYECTO: JIMENA ROBLES GARCÍA DE LA MATA, CLETO BARRERO SORRINIS		
NÚMERO: CL66	PLANO: CLIMATIZACIÓN PLANTA BAJA DISTRIBUCIÓN DE TUBERÍAS ZONA 6	
ESCALA: 1/100	FORMATO: DIN A1	FECHA: MAYO 2017
ESCALA GRÁFICA: 0 1 2	PESQUERA ULARGUI arquitectos s.l.p. C/Fernando Garrido12, Local. 28015, Madrid T 91 4445433	




LEYENDA	
SIMBOLOGÍA	
	CIRCUITO IMPULSIÓN AGUA FRÍA
	CIRCUITO RETORNO AGUA FRÍA
	CIRCUITO IMPULSIÓN AGUA CALIENTE
	CIRCUITO RETORNO AGUA CALIENTE
	Referencia montante. Tramo Diámetro tubería
VER EN PLANO DE DETALLES: - AISLAMIENTO TÉRMICO PARA TUBERÍAS DE AGUA - VALVULERÍA ASOCIADA A SALIDA DE MONTANTE.	





LEYENDA		
EQUIPOS	REF.	DESCRIPCIÓN
	(FC)	FANCOIL TIPO CONDUCTO
	(FC)	FANCOIL TIPO VERTICAL
	(CL)	CLIMATIZADOR DE 2 PISOS
	(CL)	CLIMATIZADOR EN L
	(CC)	CLIMATIZADOR COMPACTO

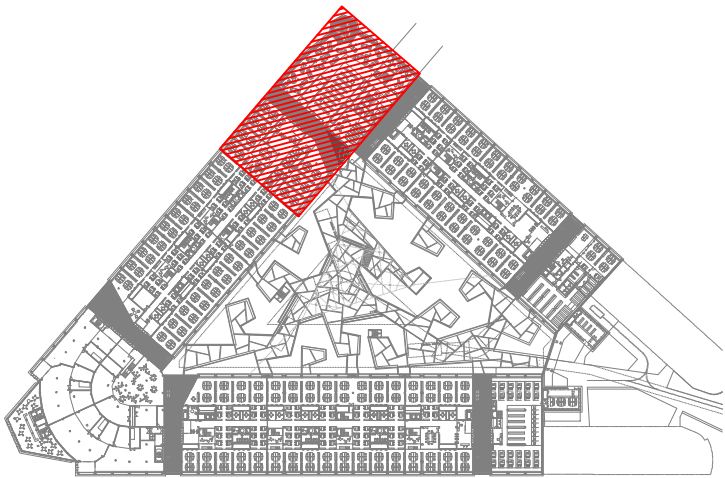


REV.	MOTIVO	FECHA




	MADRID	AYUNTAMIENTO DE MADRID DIRECCIÓN GENERAL DE PATRIMONIO S.G. DE ARQUITECTURA Y CONSERVACIÓN DEL PATRIMONIO
PROYECTO: ADAPTACIÓN DEL PROYECTO PARA LA REHABILITACIÓN DEL MERCADO DE FRUTAS Y VERDURAS PROYECTO DE EJECUCIÓN		
AUTORES DEL PROYECTO:		
DIRECCIÓN DEL PROYECTO: JIMENA ROBLES GARCÍA DE LA MATA		EDUARDO PESQUERA GONZÁLEZ CLETO BARRERO SORRINIS
NÚMERO: CL67		
PLANO: CLIMATIZACIÓN PLANTA BAJA DISTRIBUCIÓN DE TUBERÍAS ZONA 7		
ESCALA: 1/100	FORMATO: DIN A1	FECHA: MAYO 2017
ESCALA GRÁFICA	11	15
PESQUERA ULARGUI arquitectos s.l.p. C/Fernando Garrido12, Local. 28015, Madrid E uporquitectos@uparquitectos.com T 91 4445433		

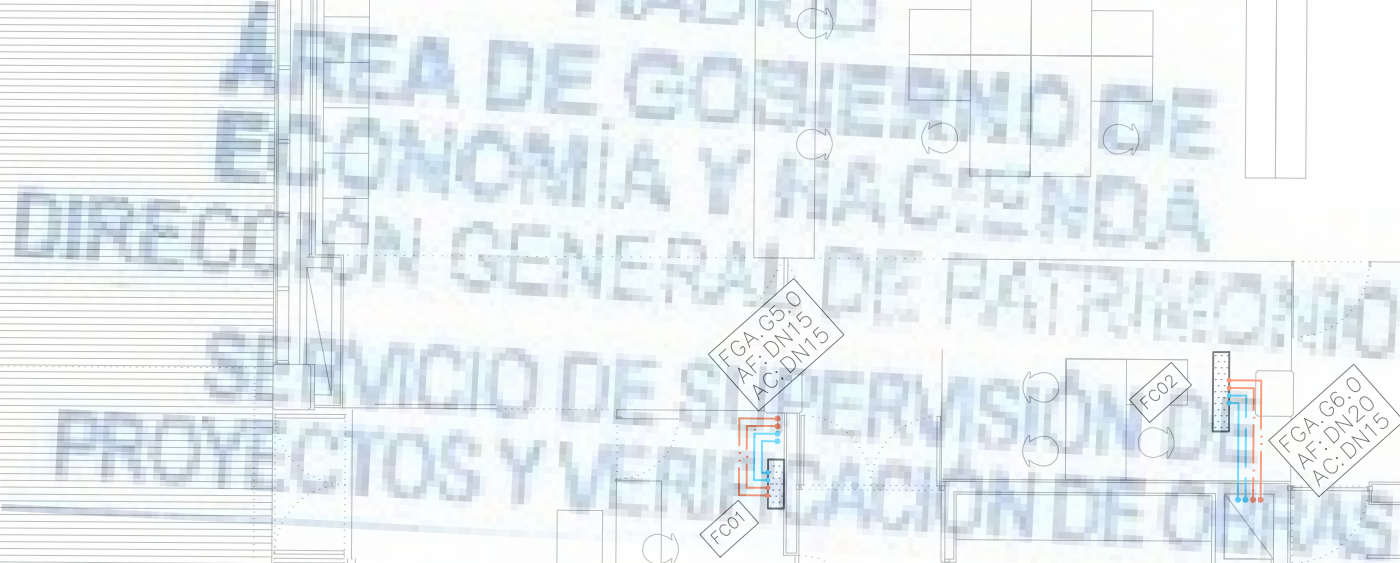


    LEYENDA		
EQUIPOS	REF.	DESCRIPCIÓN
	(FC)	FANCOIL TIPO CONDUCTO
	(FC)	FANCOIL TIPO VERTICAL
	(CL)	CLIMATIZADOR DE 2 PISOS
	(CL)	CLIMATIZADOR EN L
	(CC)	CLIMATIZADOR COMPACTO

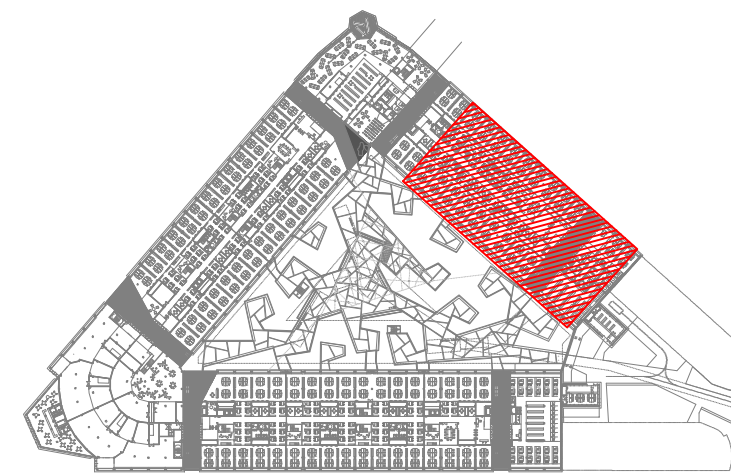CL45-CL84.dwg

  
 


LEYENDA		
EQUIPOS	REF.	DESCRIPCIÓN
	(FC)	FANCOIL TIPO CONDUCTO
	(FC)	FANCOIL TIPO VERTICAL
	(CL)	CLIMATIZADOR DE 2 PISOS
	(CL)	CLIMATIZADOR EN L
	(CC)	CLIMATIZADOR COMPACTO

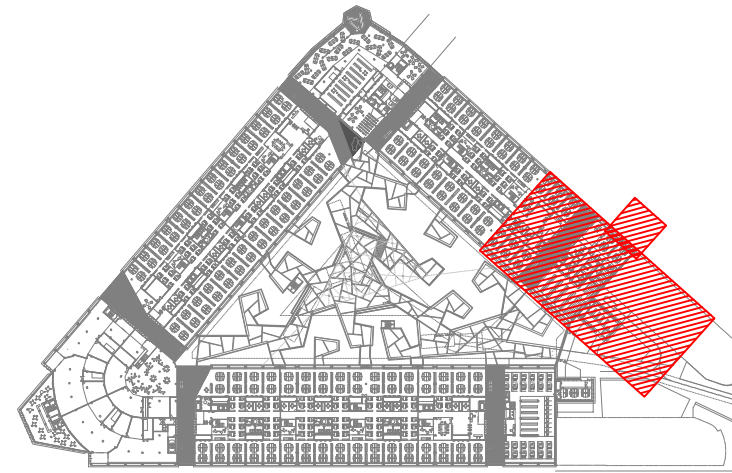

REV	MOTIVO	FECHA
-----	--------	-------

 AYUNTAMIENTO DE MADRID DIRECCIÓN GENERAL DE PATRIMONIO S.D. DE ACTIVIDADES Y CONSERVACIÓN DEL PATRIMONIO	
PROYECTO: ADAPTACIÓN DEL PROYECTO PARA LA REHABILITACIÓN DEL MERCADO DE FRUTAS Y VERDURAS PROYECTO DE EJECUCIÓN	
AUTORES DEL PROYECTO:  JESÚS LLAGADO ACURRUIZA  EDUARDO PESQUERA GONZÁLEZ	
DIRECCIÓN DEL PROYECTO: JIMENA ROBLES GARCÍA DE LA MATA	
CLIENTE: CLETO BARRERO SORRIVAS	
NÚMERO: CL69	PLANO: CLIMATIZACIÓN PLANTA BAJA DISTRIBUCIÓN DE TUBERÍAS ZONA 9
ESCALA: 1/100 ESCALA GRÁFICA (1)	FORMATO: DIN A1 FECHA: MAYO 2017
PESQUERA VERDURAS PROYECTOS S.L. C/ Fernando Garrido 2, local 201B, Madrid 28014	

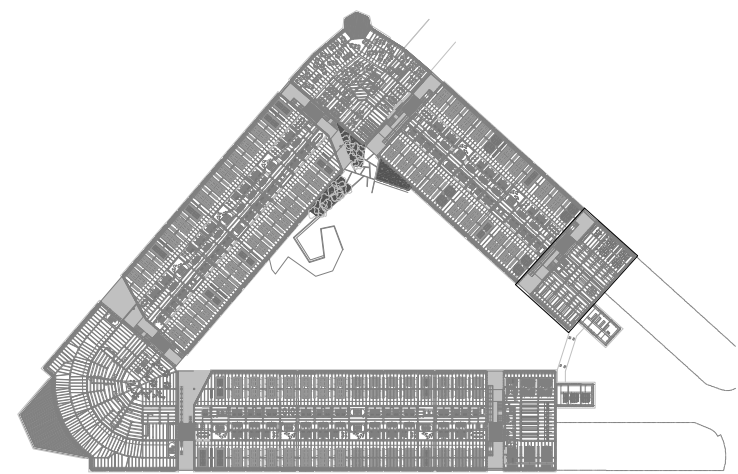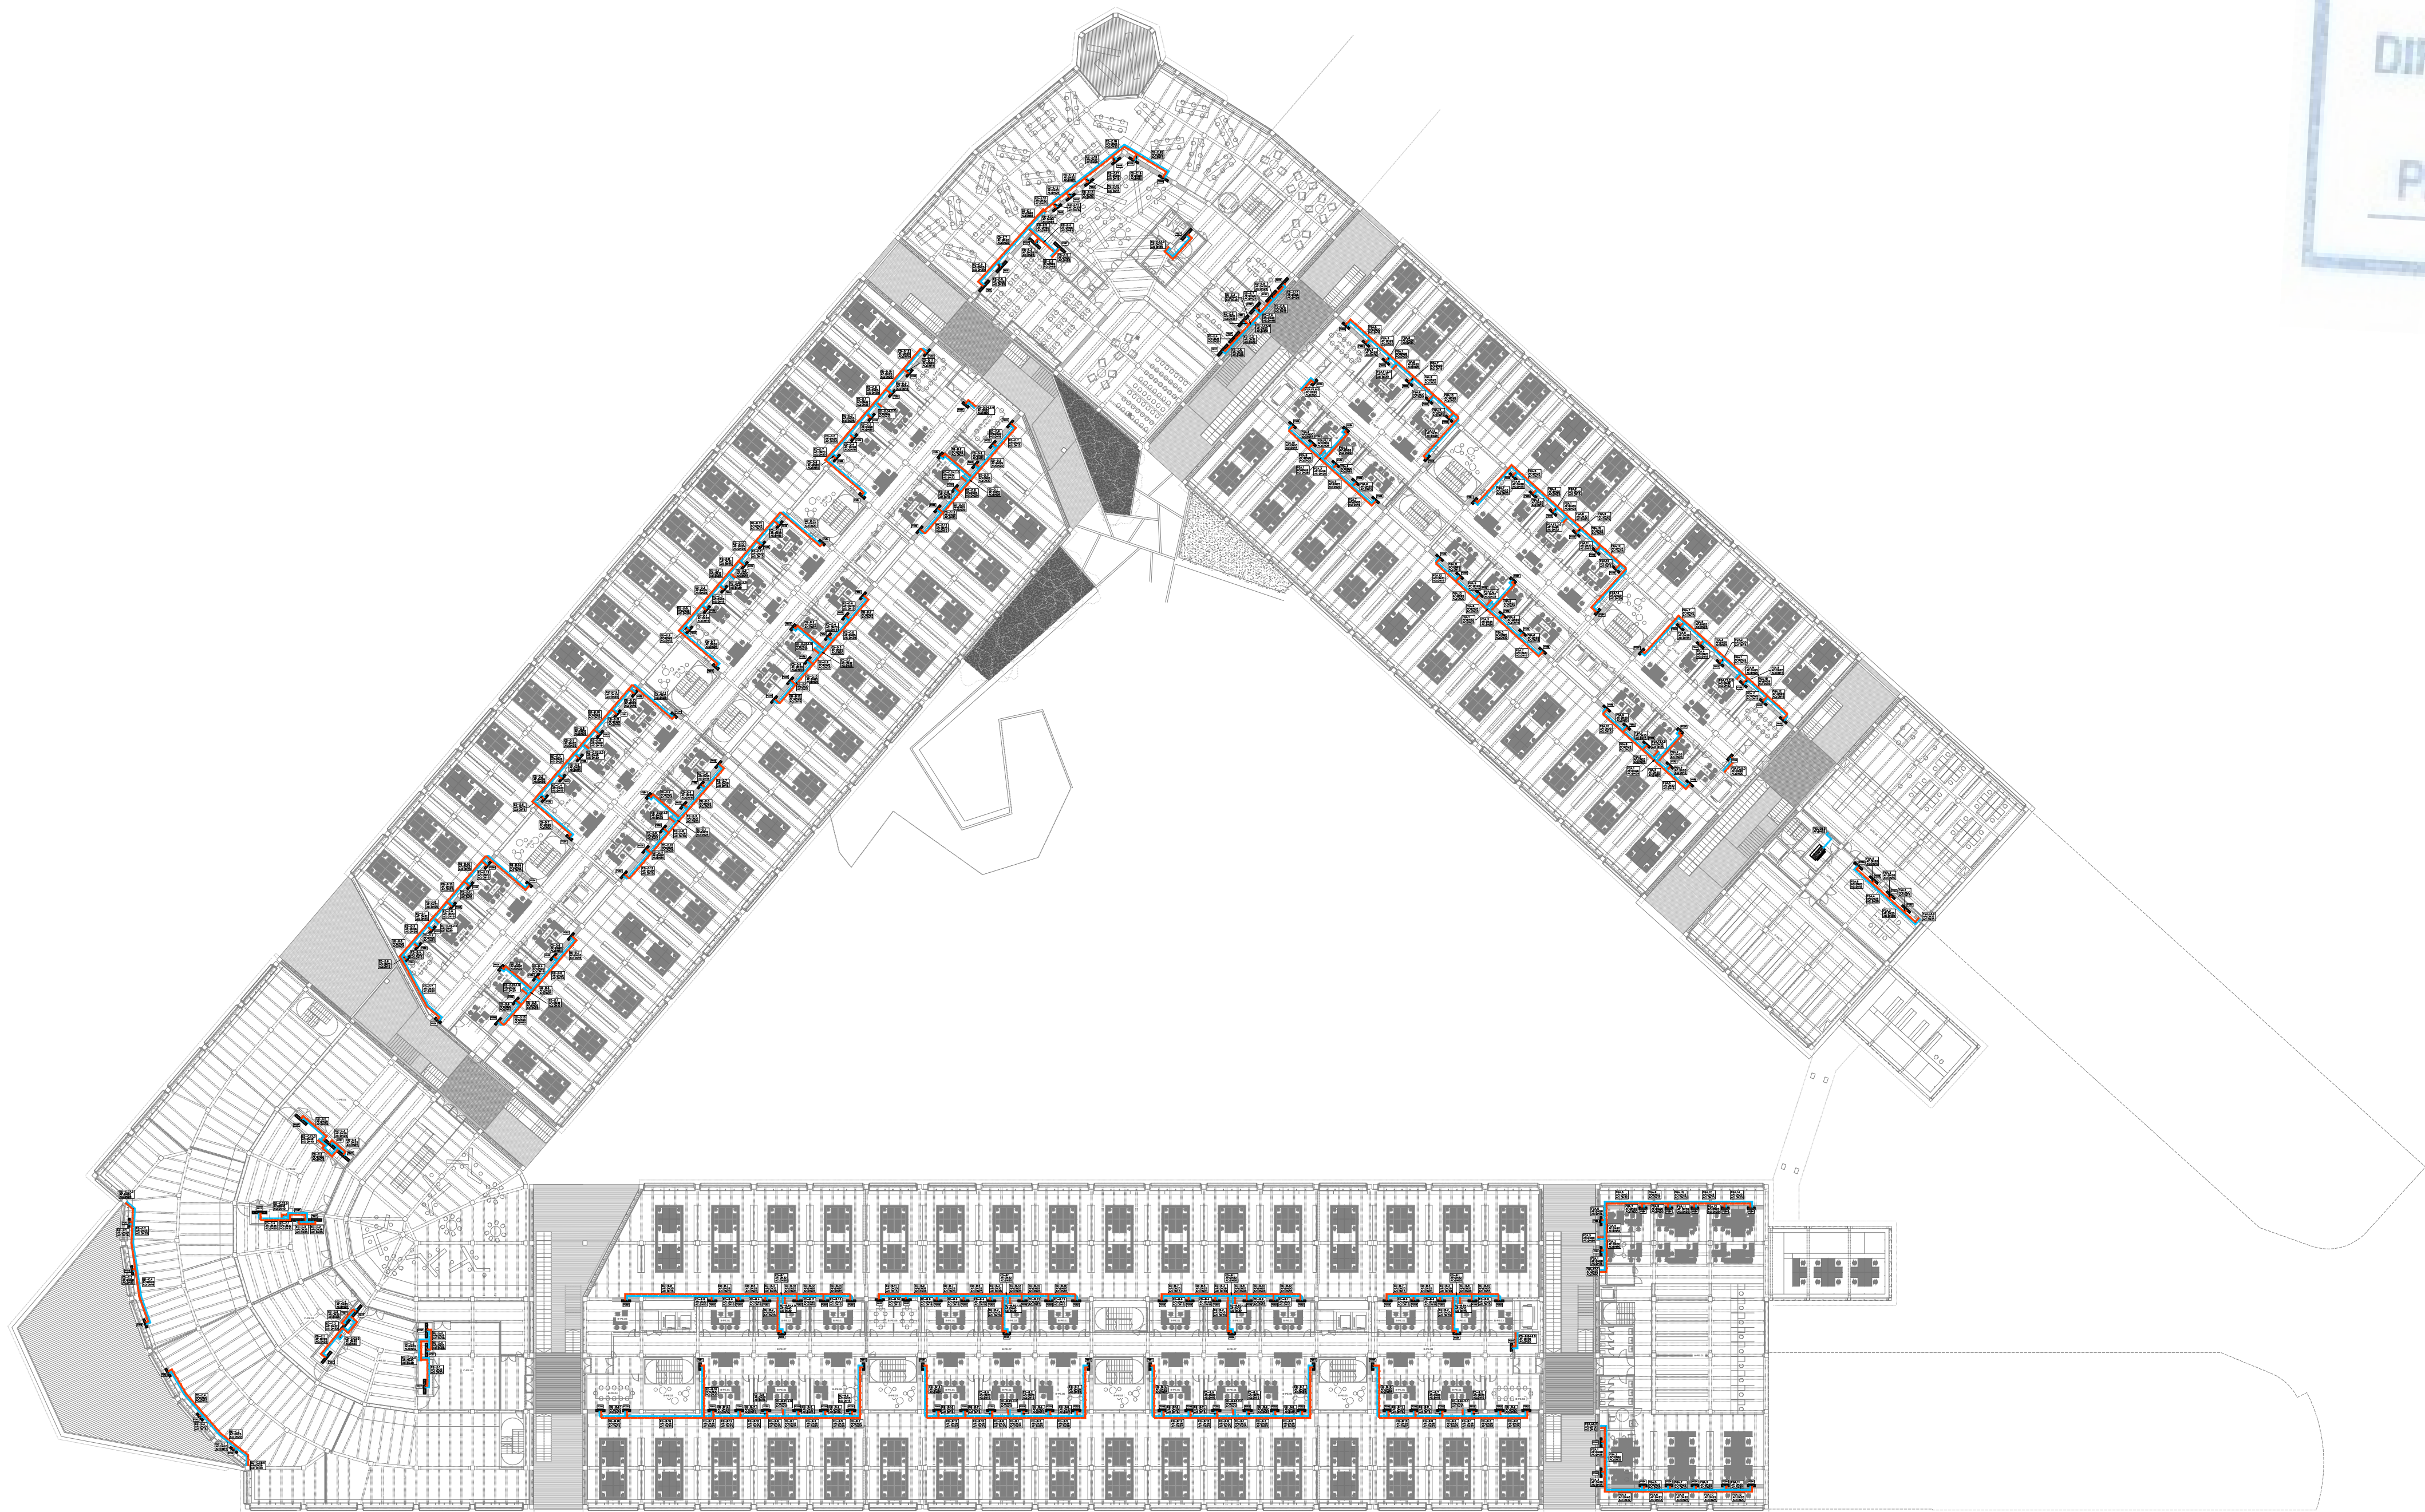


REV.	MOTIVO	FECHA

AYUNTAMIENTO DE MADRID DIRECCIÓN GENERAL DE PATRIMONIO S.G. DE ARQUITECTURA Y CONSERVACIÓN DEL PATRIMONIO	
PROYECTO: ADAPTACIÓN DEL PROYECTO PARA LA REHABILITACIÓN DEL MERCADO DE FRUTAS Y VERDURAS PROYECTO DE EJECUCIÓN	
AUTORES DEL PROYECTO: JESÚS ULARGUI AGUIRREZA DIRECCIÓN DEL PROYECTO: JIMENA ROBLES GARCÍA DE LA MATA	
EDUARDO PESQUERA GONZÁLEZ CLETO BARRERO SORRIVAS	
NÚMERO: CL70	PLANO: CLIMATIZACIÓN ENTREPLANTA DISTRIBUCIÓN DE TUBERÍAS
ESCALA: 1/500	FORMATO: DIN A1
ESCALA GRÁFICA: 0 10 20 30 40 50 60 70 80 90 100	FECHA: MAYO 2017
PESQUERA ULARGUI arquitectos s.l.p. C/Fernando Garrido12, Local. 28015, Madrid E uparquitectos@uparquitectos.com T 914445433	




LEYENDA	
SIMBOLOGÍA	
	CIRCUITO IMPULSIÓN AGUA FRÍA
	CIRCUITO RETORNO AGUA FRÍA
	CIRCUITO IMPULSIÓN AGUA CALIENTE
	CIRCUITO RETORNO AGUA CALIENTE
	Referencia montante. Tramo Diámetro tubería
VER EN PLANO DE DETALLES: - AISLAMIENTO TÉRMICO PARA TUBERÍAS DE AGUA - VALVULERÍA ASOCIADA A SALIDA DE MONTANTE.	

LEYENDA			
EQUIPOS	REF.	DESCRIPCIÓN	
	(FC)	FANCOIL TIPO CONDUCTO	
	(FC)	FANCOIL TIPO VERTICAL	
	(CL)	CLIMATIZADOR DE 2 PISOS	
	(CL)	CLIMATIZADOR EN L	
	(CC)	CLIMATIZADOR COMPACTO	

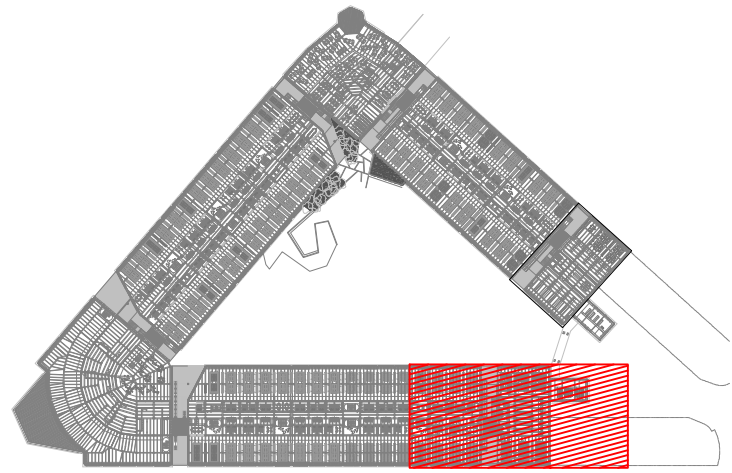


REV.	MOTIVO	FECHA

		AYUNTAMIENTO DE MADRID DIRECCIÓN GENERAL DE PATRIMONIO S.G. DE ARQUITECTURA Y CONSERVACIÓN DEL PATRIMONIO
PROYECTO: ADAPTACIÓN DEL PROYECTO PARA LA REHABILITACIÓN DEL MERCADO DE FRUTAS Y VERDURAS PROYECTO DE EJECUCIÓN		
AUTORES DEL PROYECTO: JESÚS ULARGUI AGUIRREZUA EDUARDO PESQUERA GONZÁLEZ		
DIRECCIÓN DEL PROYECTO: JIMENA ROBLES GARCÍA DE LA MATA CLETO BARRERO SORRINIS		
NÚMERO: CL71	PLANO: CLIMATIZACIÓN ENTREPANTA DISTRIBUCIÓN DE TUBERÍAS ZONA 1	
ESCALA: 1/100	FORMATO: DIN A1	FECHA: MAYO 2017
ESCALA GRÁFICA (0 1 2)		
PESQUERA ULARGUI arquitectos s.l.p. C/Fernando Garrido12, Local. 28015, Madrid E uparquitectos@uparquitectos.com T 914445433		

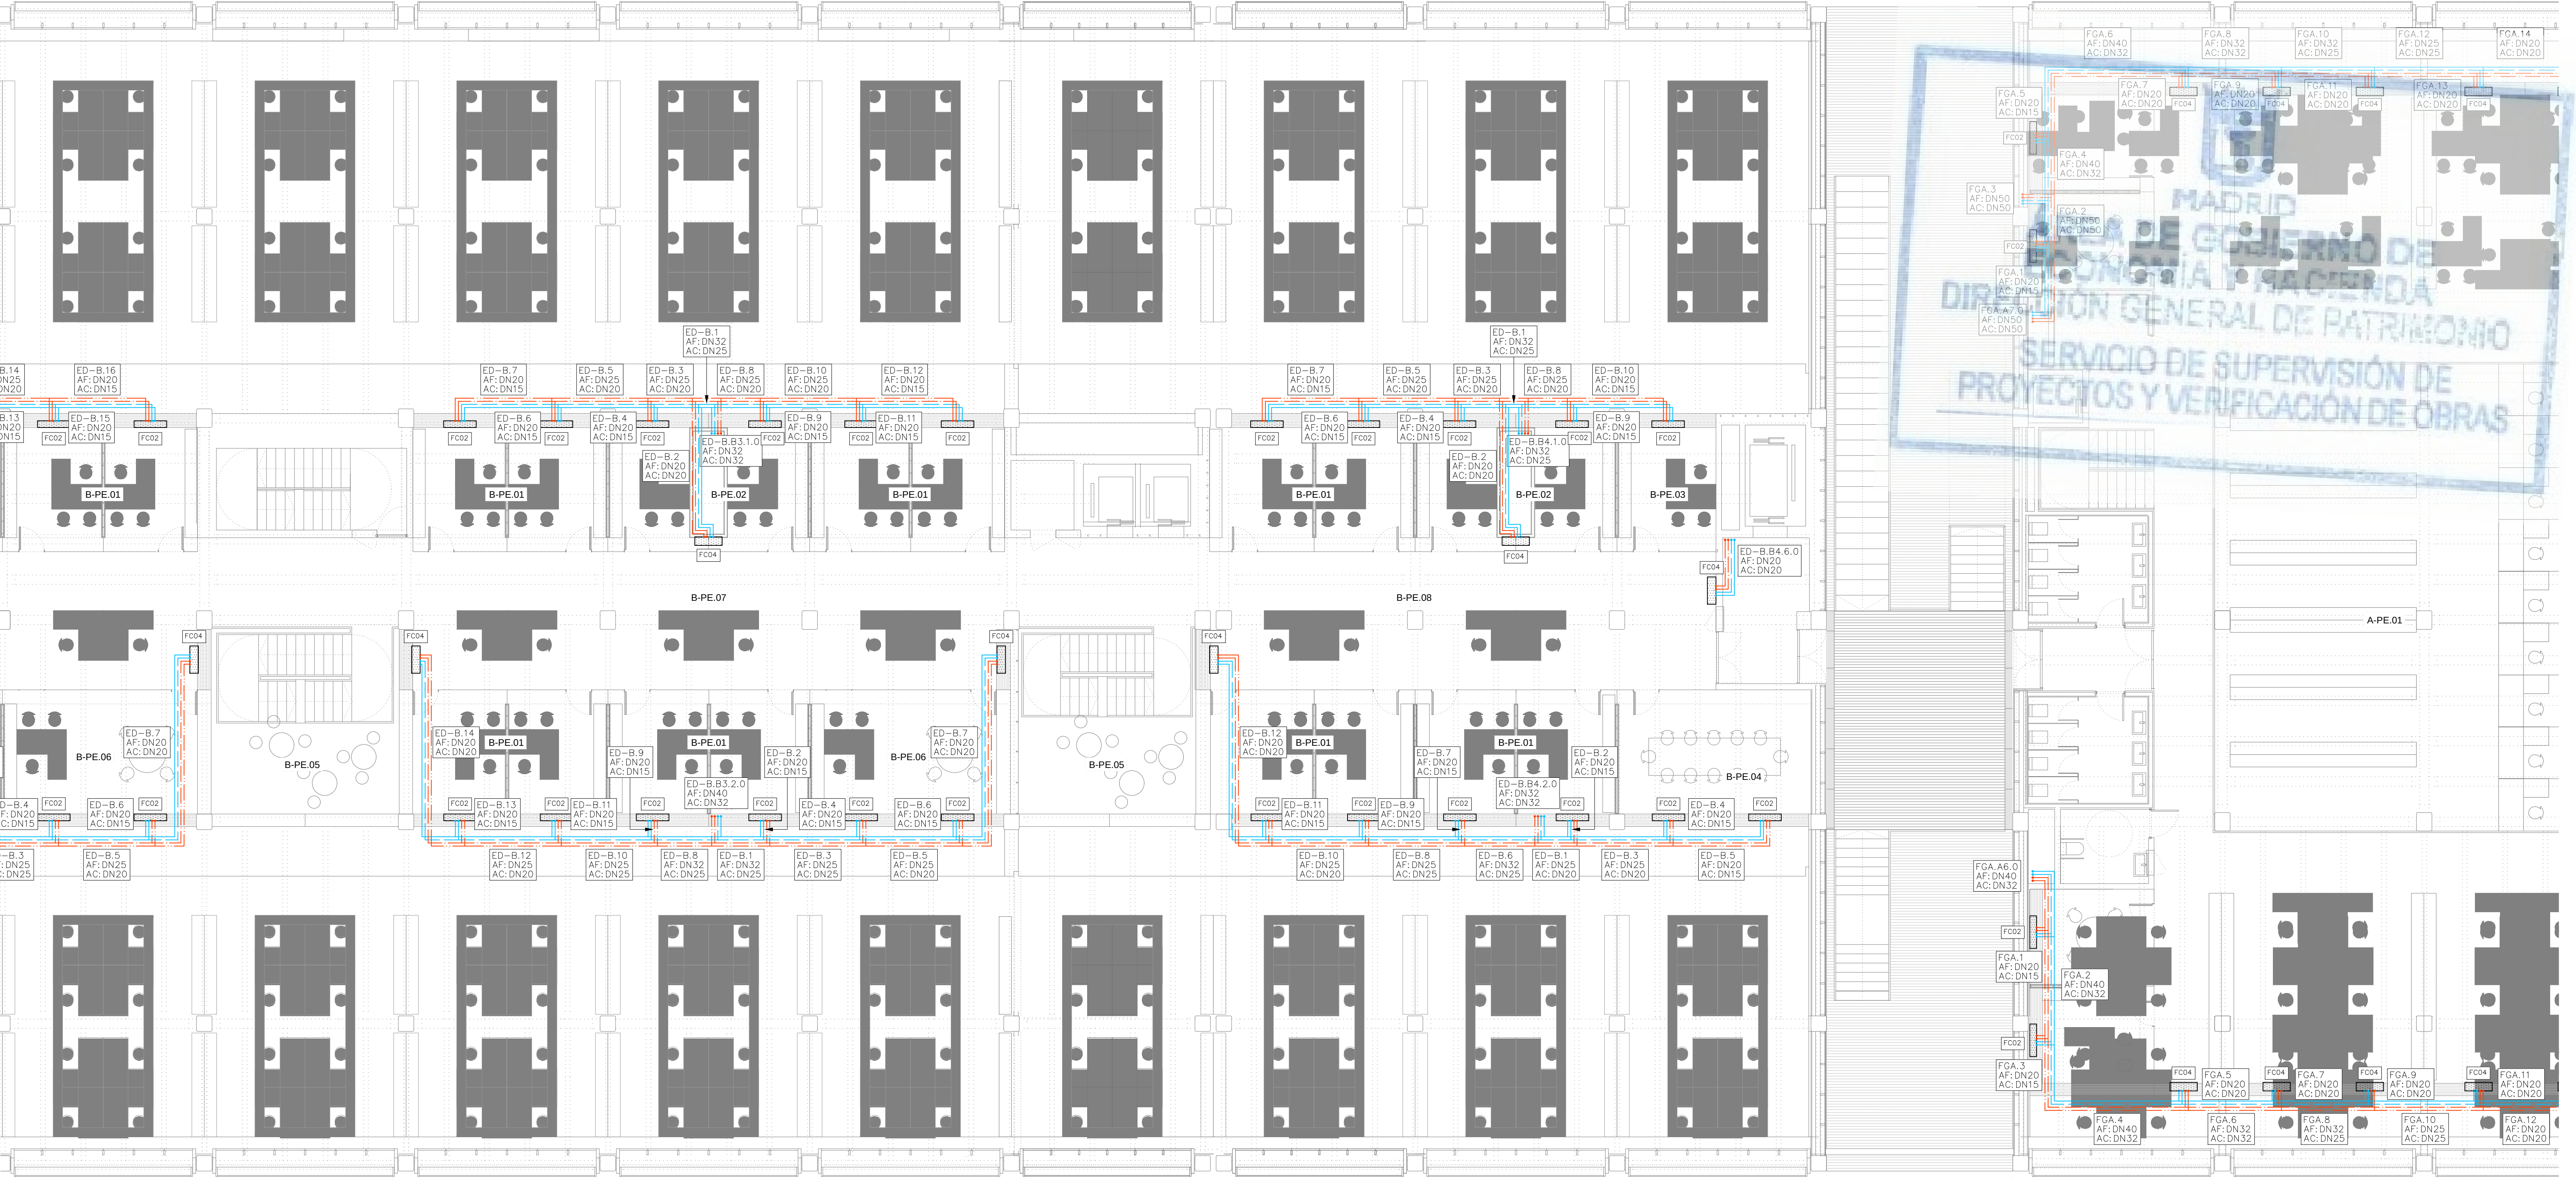


LEYENDA	
SIMBOLOGÍA	
	CIRCUITO IMPULSIÓN AGUA FRÍA
	CIRCUITO RETORNO AGUA FRÍA
	CIRCUITO IMPULSIÓN AGUA CALIENTE
	CIRCUITO RETORNO AGUA CALIENTE
	Referencia montante. Tramo
	Diámetro tubería
VER EN PLANO DE DETALLES:	
— AISLAMIENTO TÉRMICO PARA TUBERÍAS DE AGUA	
— VALVULERÍA ASOCIADA A SALIDA DE MONTANTE.	

LEYENDA			
EQUIPOS	REF.	DESCRIPCIÓN	
	(FC)	FANCOIL TIPO CONDUCTO	
	(FC)	FANCOIL TIPO VERTICAL	
	(CL)	CLIMATIZADOR DE 2 PISOS	
	(CL)	CLIMATIZADOR EN L	
	(CC)	CLIMATIZADOR COMPACTO	

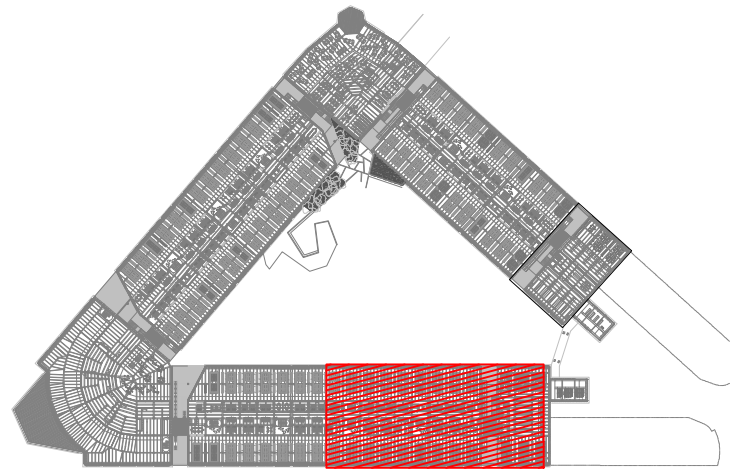


REV.	MOTIVO	FECHA

		AYUNTAMIENTO DE MADRID DIRECCIÓN GENERAL DE PATRIMONIO S.G. DE ARQUITECTURA Y CONSERVACIÓN DEL PATRIMONIO	
PROYECTO: ADAPTACIÓN DEL PROYECTO PARA LA REHABILITACIÓN DEL MERCADO DE FRUTAS Y VERDURAS PROYECTO DE EJECUCIÓN			
AUTORES DEL PROYECTO:			
			
JESÚS ULLARGUI AGUIRREZA		EDUARDO PESQUERA GONZÁLEZ	
DIRECCIÓN DEL PROYECTO: JIMENA ROBLES GARCÍA DE LA MATA		CLETO BARRERO SORRINIS	
NÚMERO: CL72		PLANO: CLIMATIZACIÓN ENTREPANTA DISTRIBUCIÓN DE TUBERÍAS ZONA 2	
ESCALA: 1/100		FORMATO: DIN A1	
ESCALA GRÁFICA (0 1 2)		FECHA: MAYO 2017	
PESQUERA ULLARGUI arquitectos s.l.p. E.uparquitectos@uparquitectos.com		C/Fernando Garrido12, Local 28515, Madrid T 914445433	

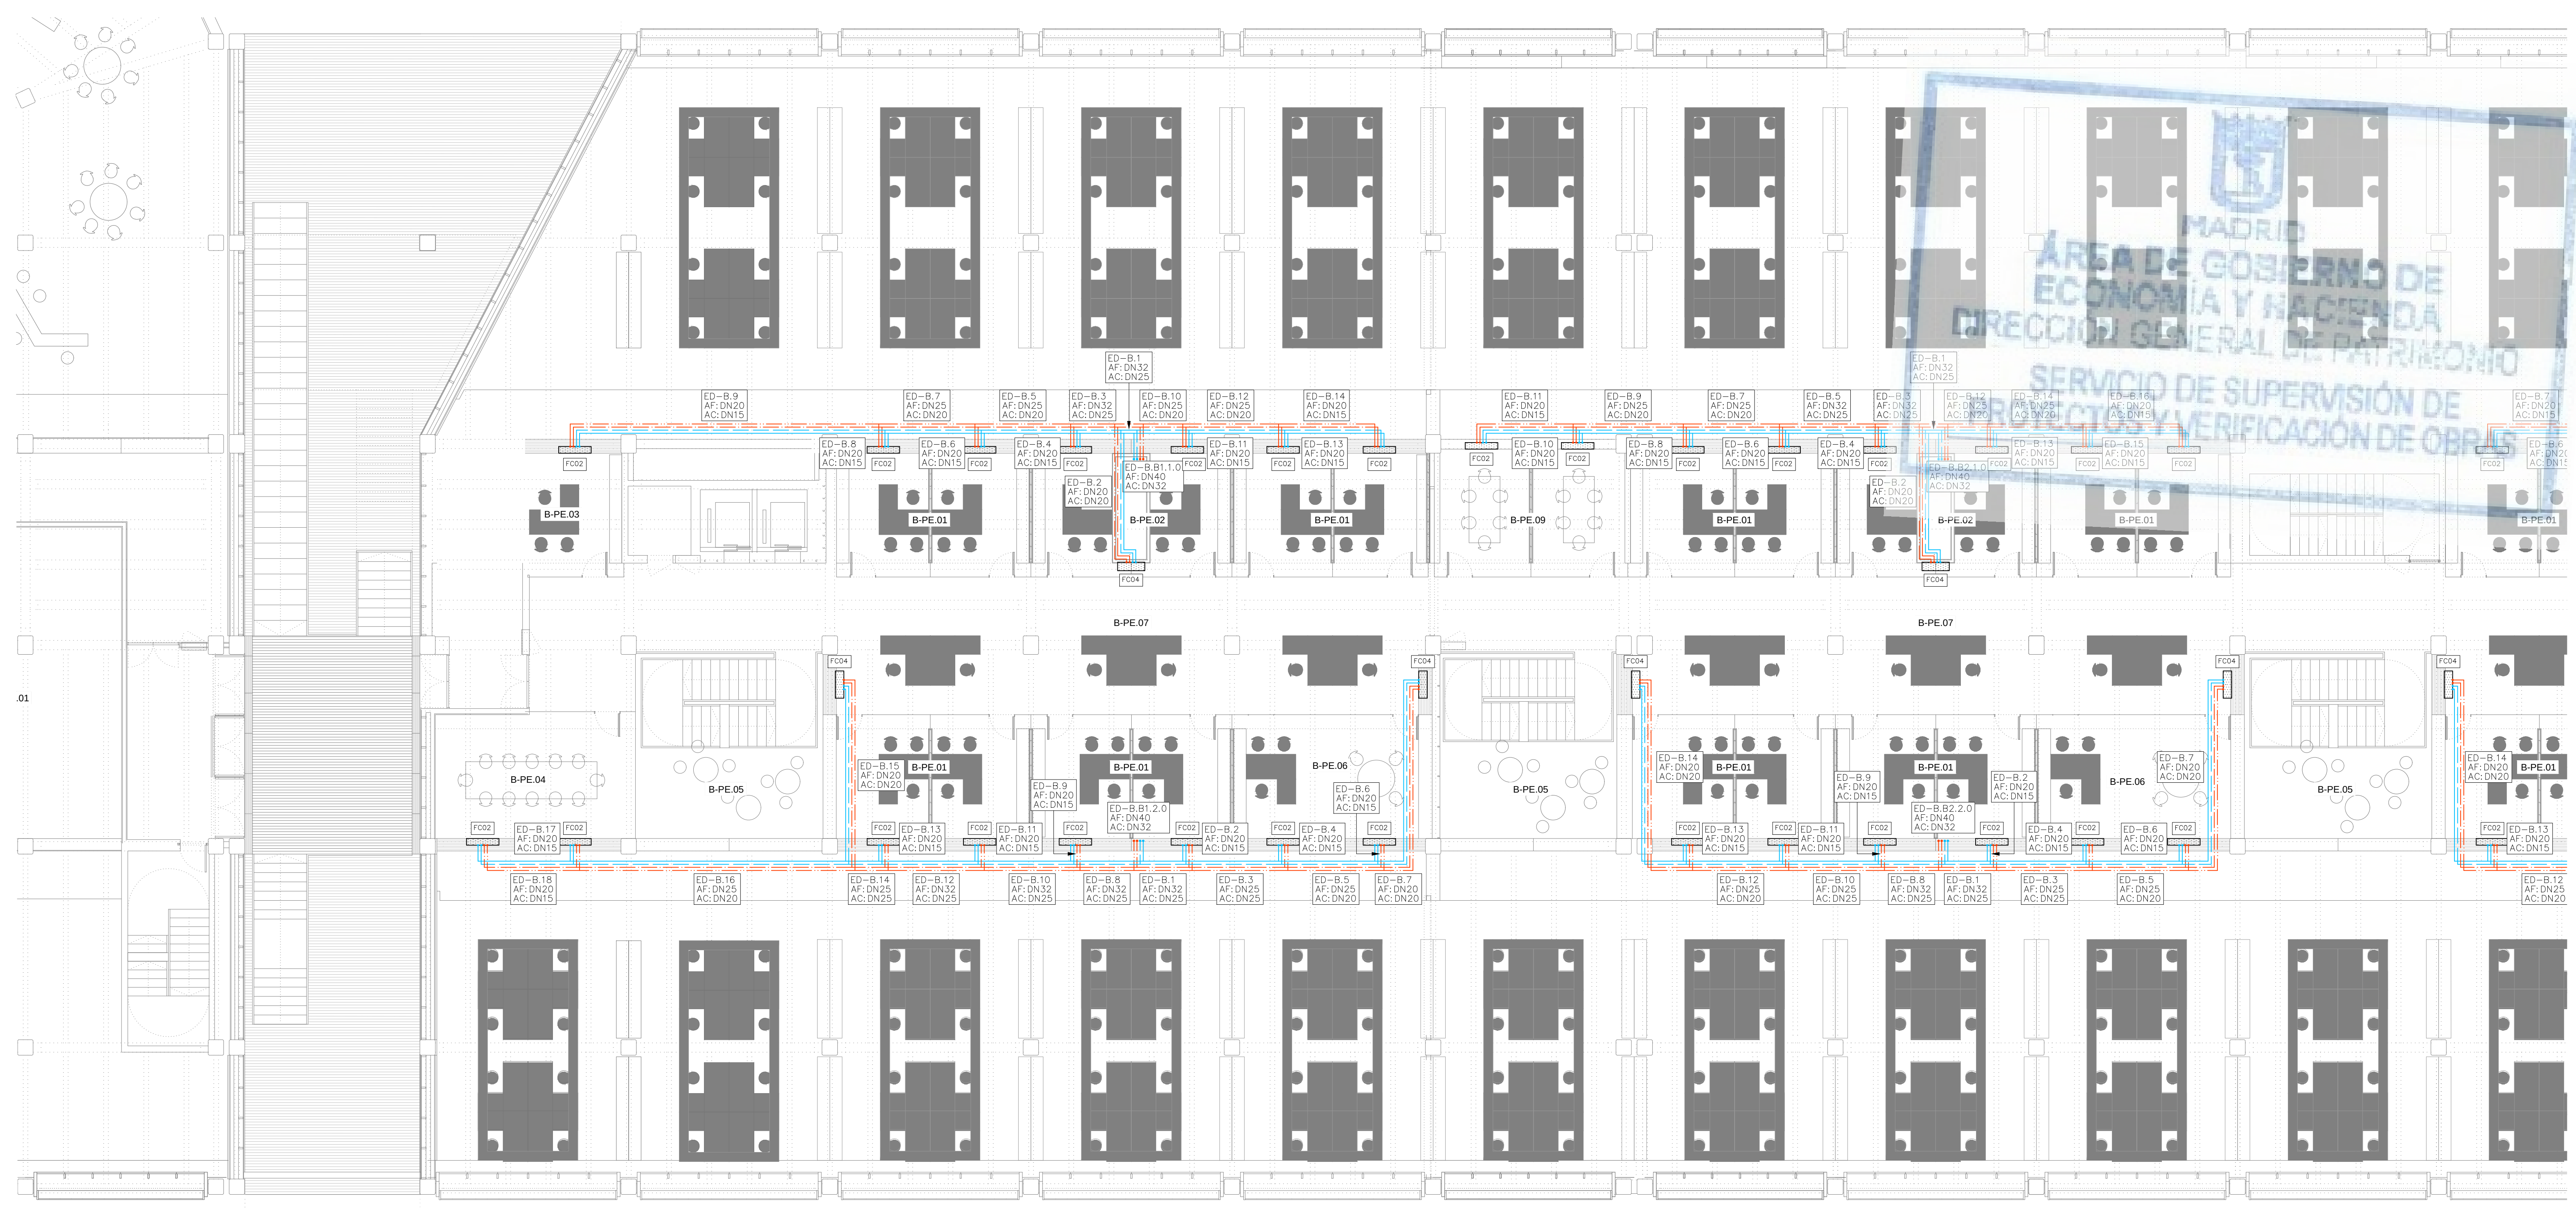



LEYENDA	
SIMBOLOGÍA	
	CIRCUITO IMPULSIÓN AGUA FRÍA
	CIRCUITO RETORNO AGUA FRÍA
	CIRCUITO IMPULSIÓN AGUA CALIENTE
	CIRCUITO RETORNO AGUA CALIENTE
	Referencia montante. Tramo Diámetro tubería
VER EN PLANO DE DETALLES: - AISLAMIENTO TÉRMICO PARA TUBERÍAS DE AGUA - VALVULERÍA ASOCIADA A SALIDA DE MONTANTE.	

LEYENDA			
EQUIPOS	REF.	DESCRIPCIÓN	
	(FC)	FANCOIL TIPO CONDUCTO	
	(FC)	FANCOIL TIPO VERTICAL	
	(CL)	CLIMATIZADOR DE 2 PISOS	
	(CL)	CLIMATIZADOR EN L	
	(CC)	CLIMATIZADOR COMPACTO	

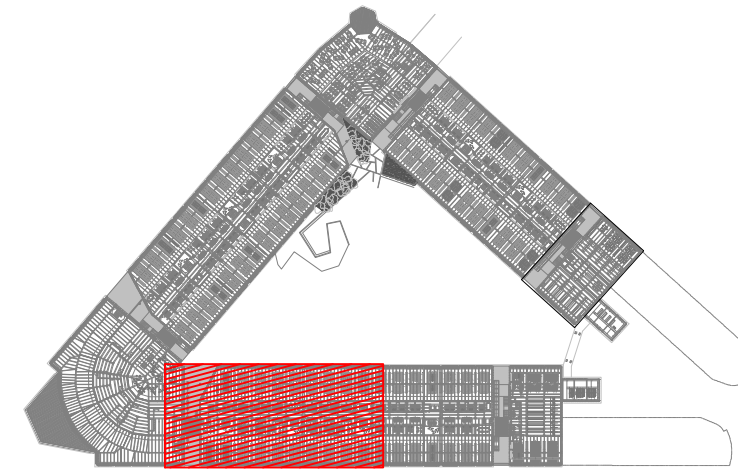

REV.	MOTIVO	FECHA


	MADRID	AYUNTAMIENTO DE MADRID DIRECCIÓN GENERAL DE PATRIMONIO S.G. DE ARQUITECTURA Y CONSERVACIÓN DEL PATRIMONIO
PROYECTO: ADAPTACIÓN DEL PROYECTO PARA LA REHABILITACIÓN DEL MERCADO DE FRUTAS Y VERDURAS PROYECTO DE EJECUCIÓN		
AUTORES DEL PROYECTO: JESÚS ULARGUI AGUIRREZA DIRECCIÓN DEL PROYECTO: JIMENA ROBLES GARCÍA DE LA MATA		
EDUARDO PESQUERA GONZÁLEZ CLETO BARRERO SORRINIS		
NÚMERO: CL73	PLANO: CLIMATIZACIÓN ENTREPLANTA DISTRIBUCIÓN DE TUBERÍAS ZONA 3	FECHA: MAYO 2017
ESCALA: 1/100	FORMATO: DIN A1	FECHA: MAYO 2017
ESCALA GRÁFICA: 0 1 2		
PESQUERA ULARGUI arquitectos s.l.p. C/Fernando Garrido12, Local. 28015, Madrid E uparquitectos@uparquitectos.com T 91 4445433		

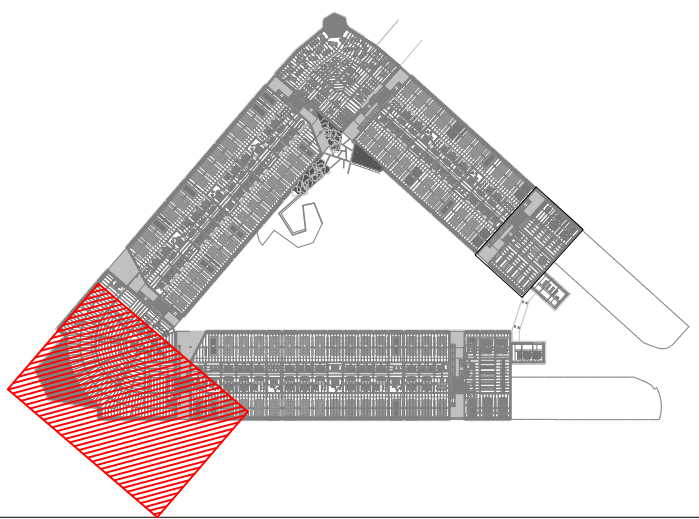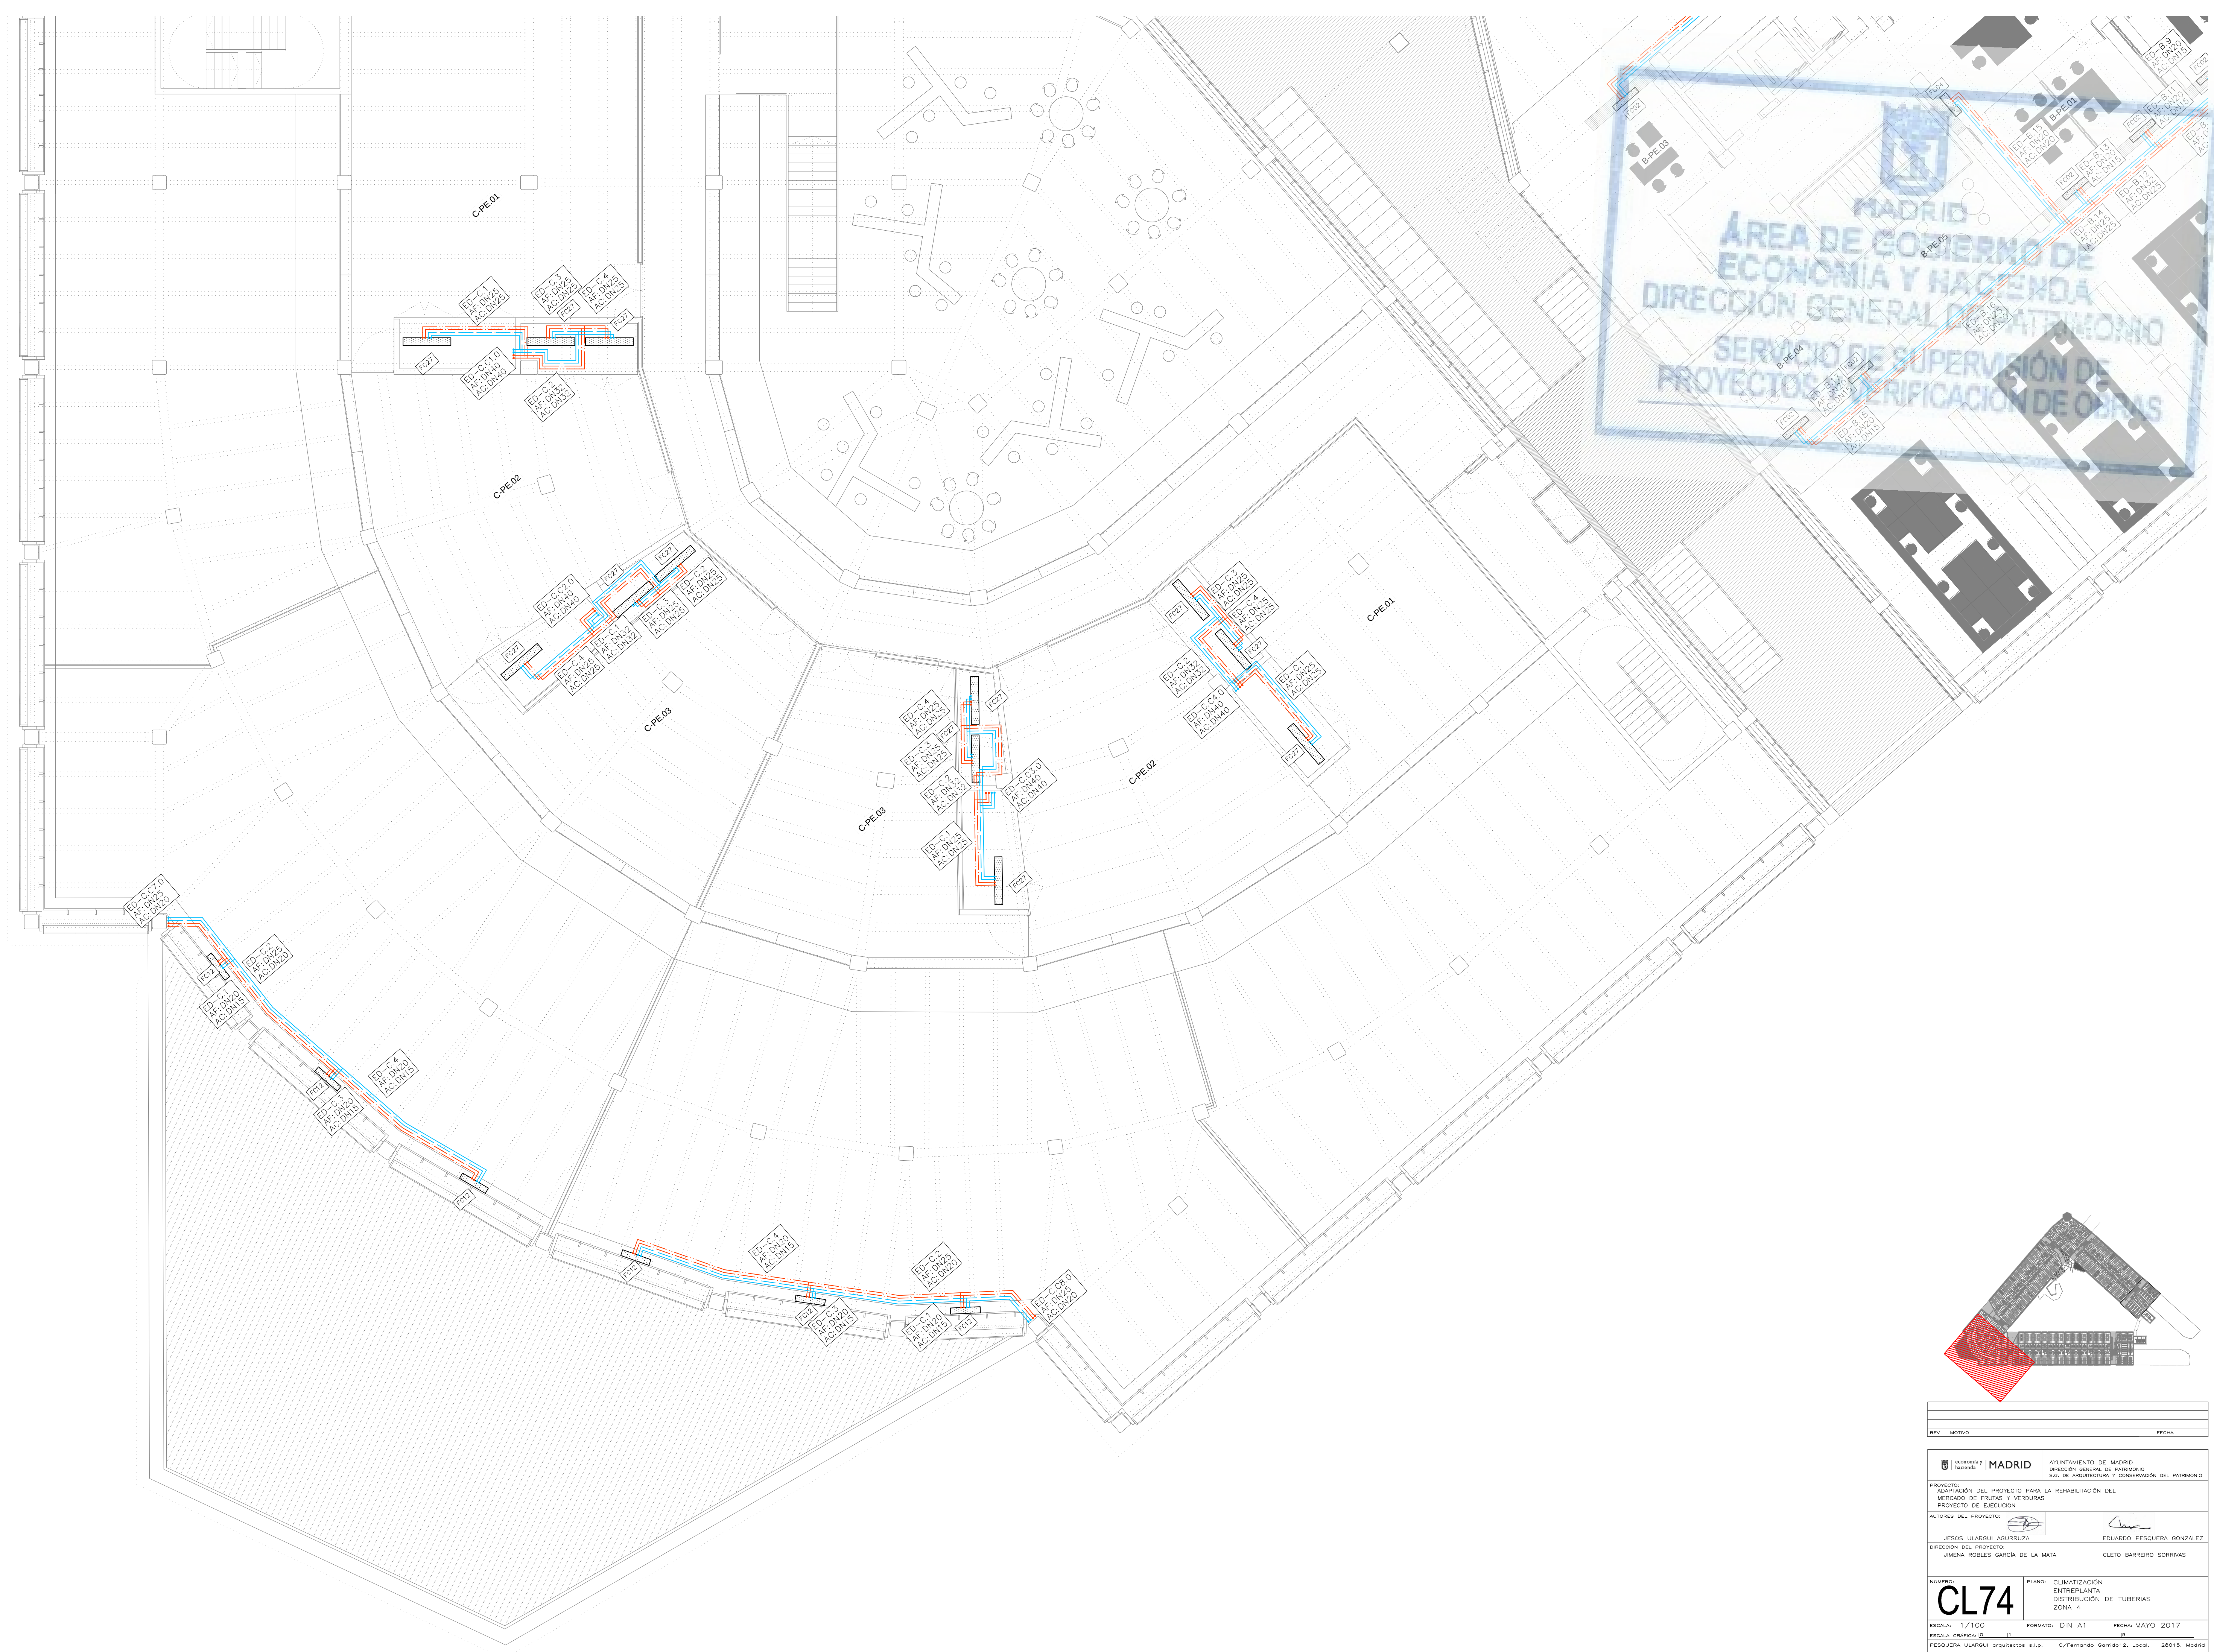

REV	MOTIVO	FECHA
-----	--------	-------


 economía y hacienda	MADRID	AYUNTAMIENTO DE MADRID DIRECCIÓN GENERAL DE PATRIMONIO S.G. DE ARQUITECTURA Y CONSERVACIÓN DEL PATRIMONIO
PROYECTO: ADAPTACIÓN DEL PROYECTO PARA LA REHABILITACIÓN DEL MERCADO DE FRUTAS Y VERDURAS PROYECTO DE EJECUCIÓN		
AUTORES DEL PROYECTO:		
JESÚS ULLAQUI AQUIRUA 		EDUARDO PESQUERA GONZALEZ
DIRECCIÓN DEL PROYECTO:		
JIMENA ROBLES GARCÍA DE LA MATA		CLETO BARREIRO SORRIVAS

NÚMERO: CL74		PLANO: CLIMATIZACIÓN ENTREPLOANTA DISTRIBUCIÓN DE TUBERÍAS ZONA 4	
ESCALA: 1/100		FORMATO: DIN A1	
ESCALA GRÁFICA: 		FECHA: MAYO 2017	
PESQUERA ULARQUI arquitectos s.l.p. E uporquitectos@uporquitectos.com		C/Fernando Garrido 12, Local. T 914445433	

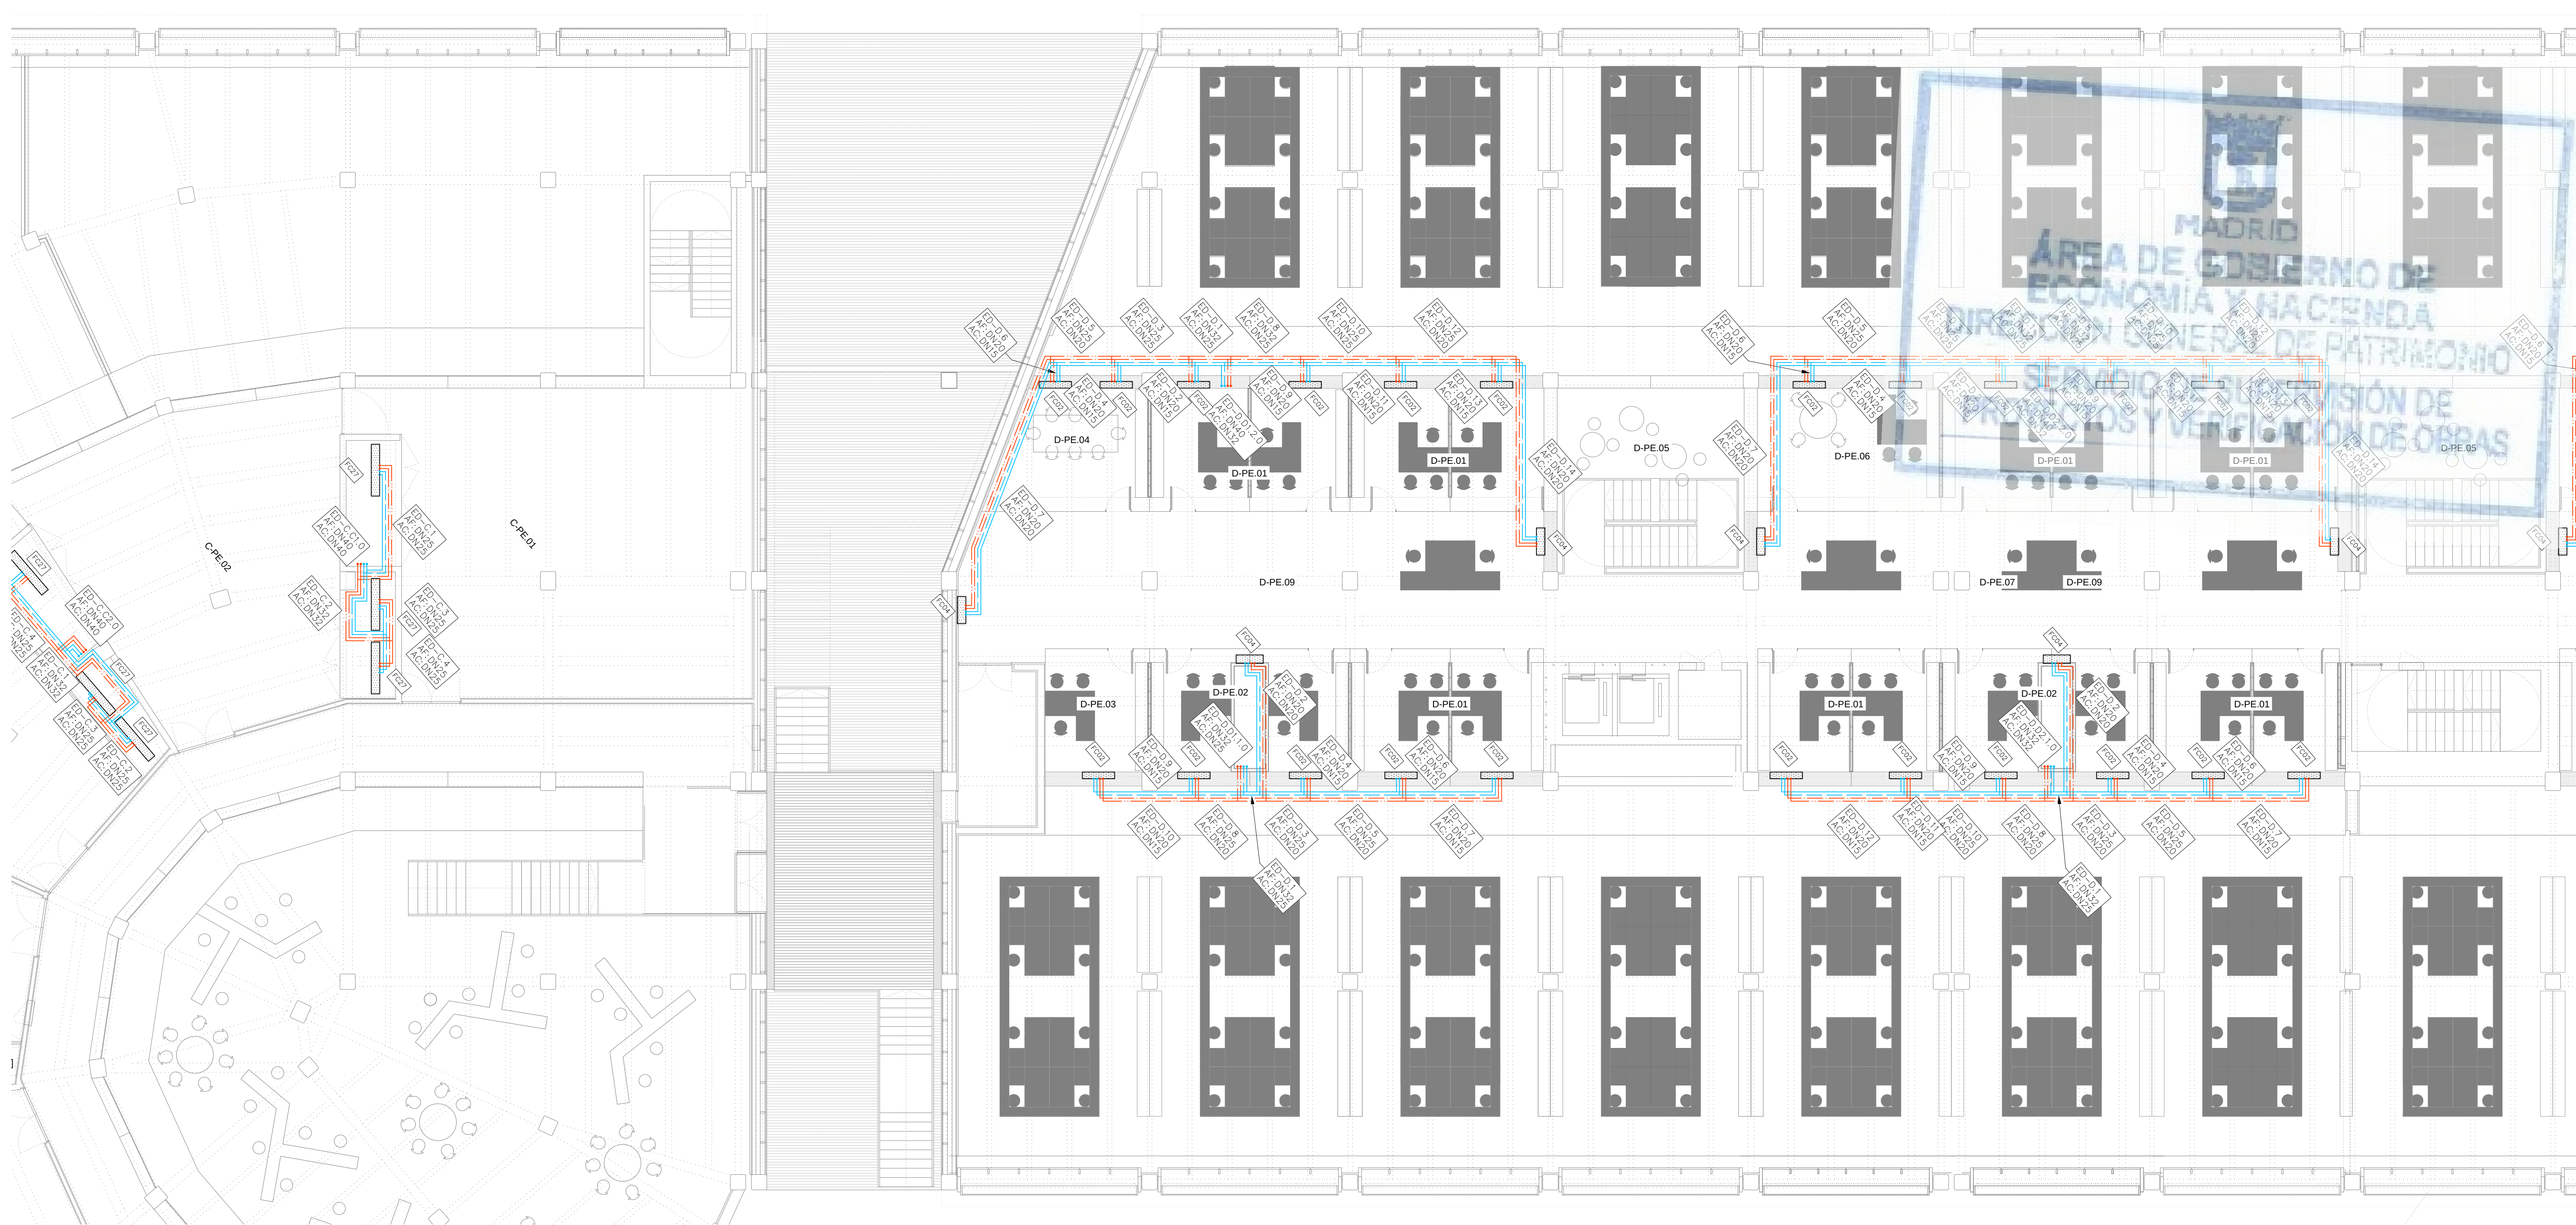


LEYENDA	
SIMBOLOGIA	
	CIRCUITO IMPULSIÓN AGUA FRÍA
	CIRCUITO RETORNO AGUA FRÍA
	CIRCUITO IMPULSIÓN AGUA CALIENTE
	CIRCUITO RETORNO AGUA CALIENTE
	Referencia montante. Tramo Diámetro tubería
VER EN PLANO DE DETALLES: — AISLAMIENTO TÉRMICO PARA TUBERÍAS DE AGUA — VALVULERÍA ASOCIADA A SALIDA DE MONTANTE.	

LEYENDA			
EQUIPOS	REF.	DESCRIPCIÓN	
	(FC)	FANCOIL TIPO CONDUCTO	
	(FC)	FANCOIL TIPO VERTICAL	
	(CL)	CLIMATIZADOR DE 2 PISOS	
	(CL)	CLIMATIZADOR EN L	
	(CC)	CLIMATIZADOR COMPACTO	

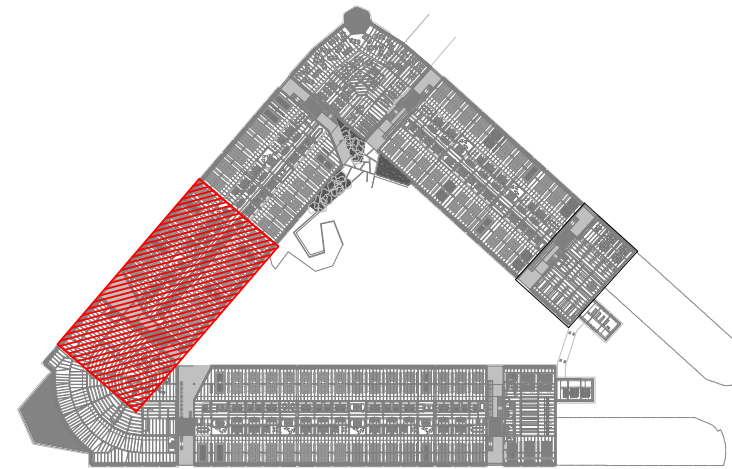


REV.	MOTIVO	FECHA

	MADRID	AYUNTAMIENTO DE MADRID DIRECCIÓN GENERAL DE PATRIMONIO S.G. DE ARQUITECTURA Y CONSERVACIÓN DEL PATRIMONIO
PROYECTO: ADAPTACIÓN DEL PROYECTO PARA LA REHABILITACIÓN DEL MERCADO DE FRUTAS Y VERDURAS PROYECTO DE EJECUCIÓN		
AUTORES DEL PROYECTO: JESÚS ULARGUI AGUIRREZA DIRECCIÓN DEL PROYECTO: JIMENA ROBLES GARCÍA DE LA MATA		
EDUARDO PESQUERA GONZÁLEZ CLETO BARRERO SORRINIS		
NÚMERO: CL75	PLANO: CLIMATIZACIÓN ENTREPLANTA DISTRIBUCIÓN DE TUBERÍAS ZONA 5	
ESCALA: 1/100	FORMATO: DIN A1	FECHA: MAYO 2017
ESCALA GRÁFICA: 0 1 2	PESQUERA ULARGUI arquitectos s.l.p. C/Fernando Garrido12, Local. 28015, Madrid E uparquitectos@uparquitectos.com	

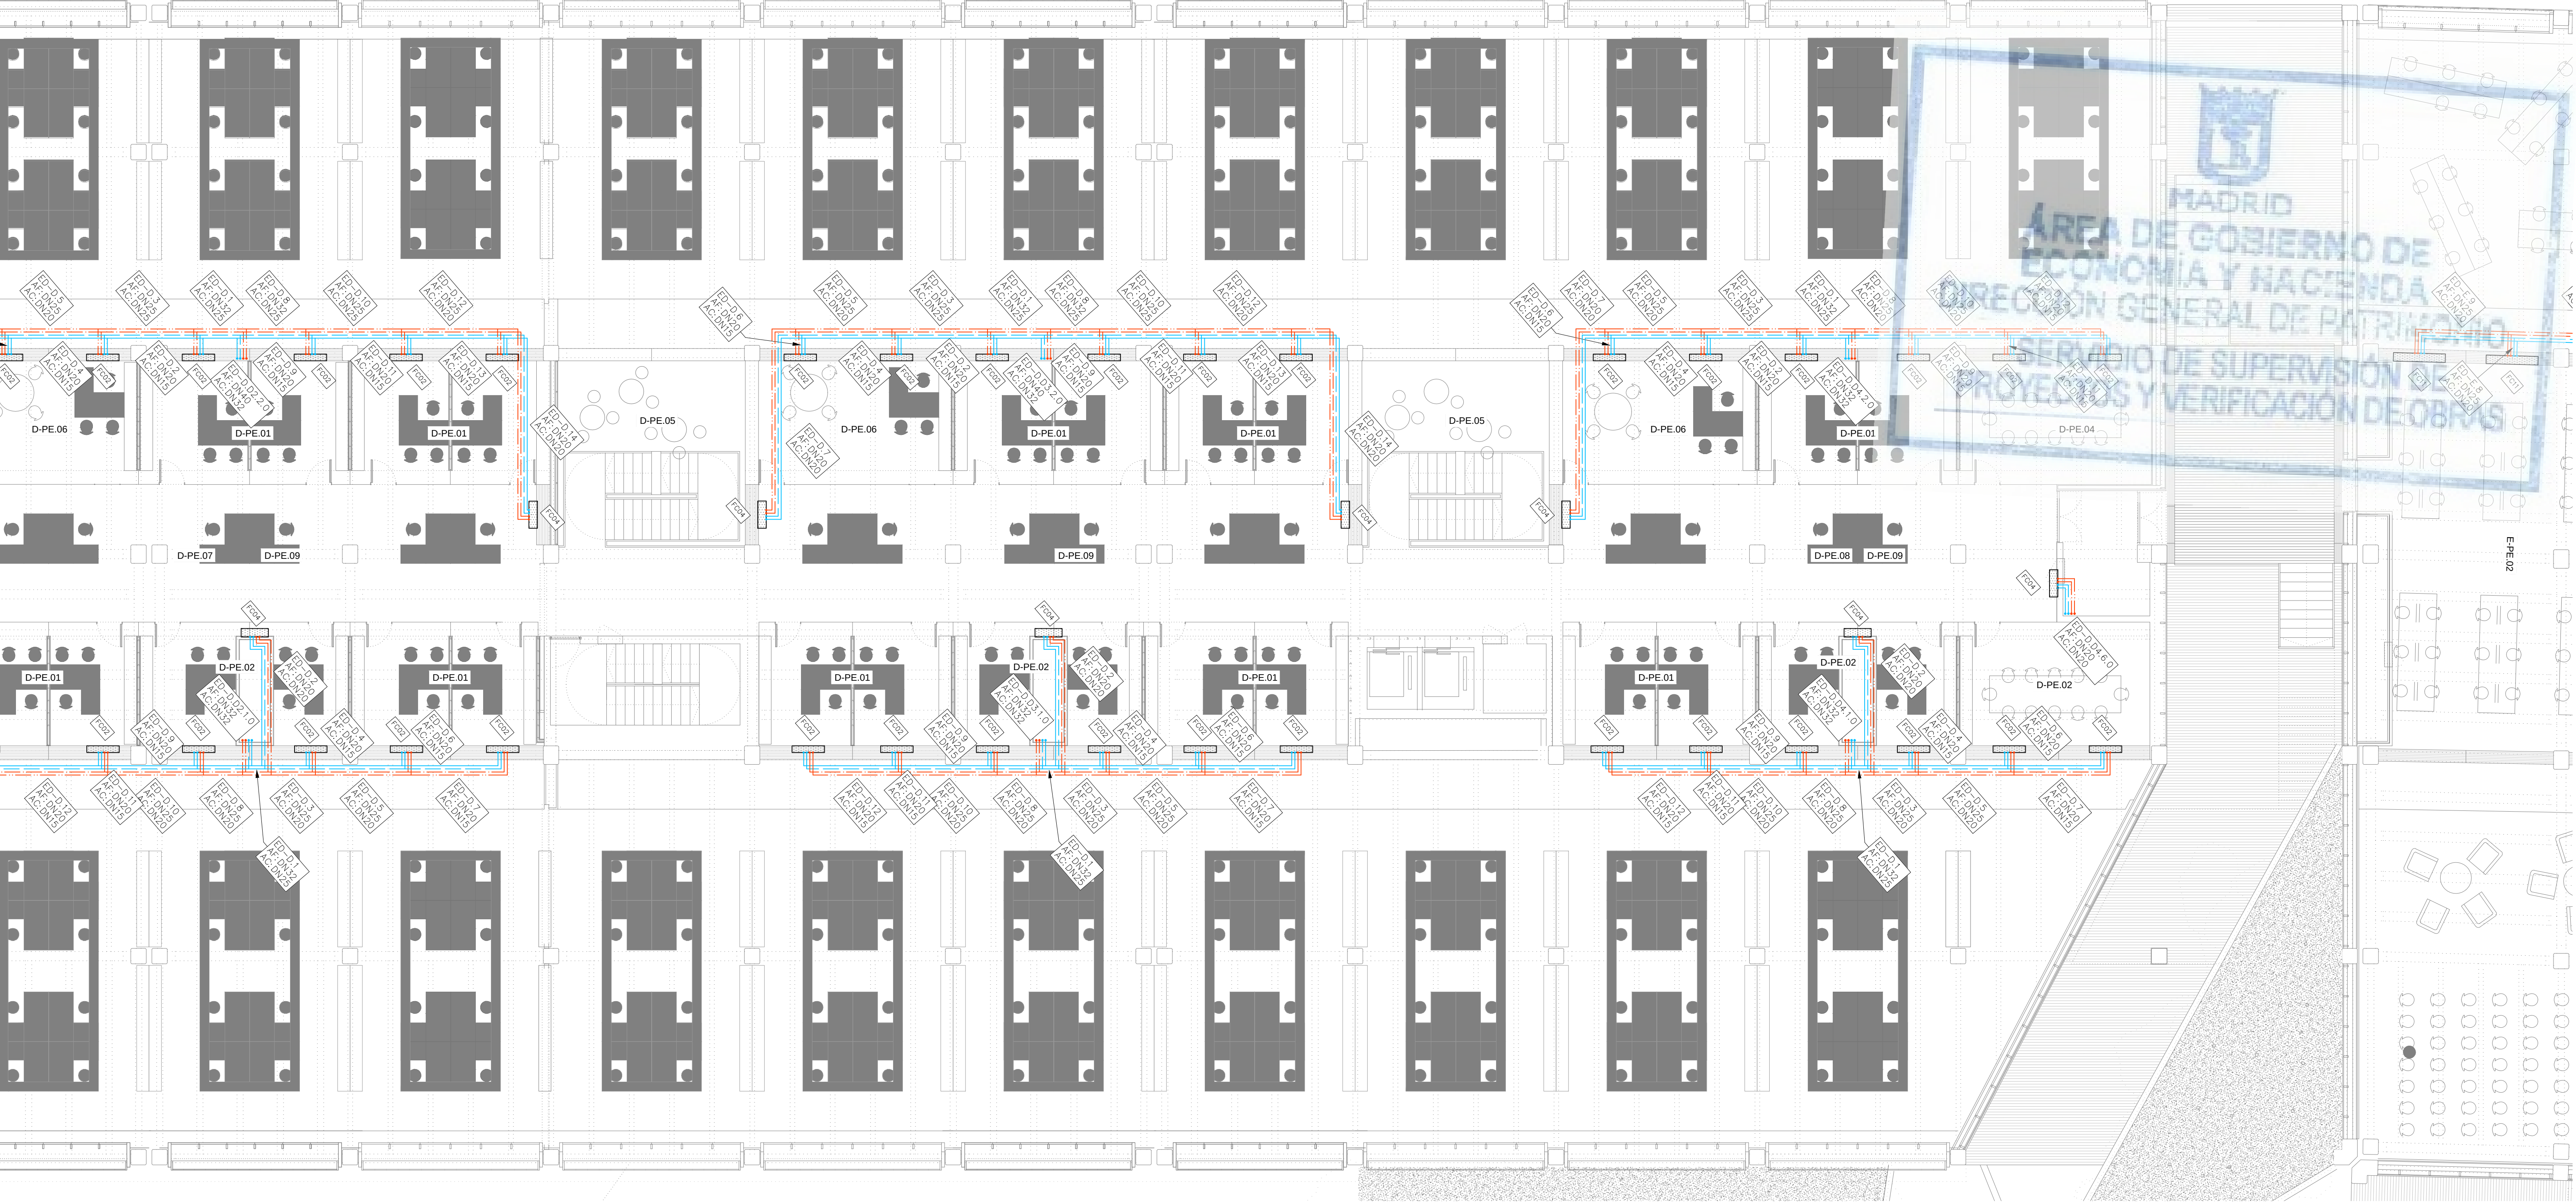



LEYENDA	
SIMBOLOGIA	
	CIRCUITO IMPULSIÓN AGUA FRÍA
	CIRCUITO RETORNO AGUA FRÍA
	CIRCUITO IMPULSIÓN AGUA CALIENTE
	CIRCUITO RETORNO AGUA CALIENTE
	Referencia montante. Tramo Diámetro tubería
VER EN PLANO DE DETALLES: —AISLIAMIENTO TÉRMICO PARA TUBERÍAS DE AGUA —VALVULERÍA ASOCIADA A SALIDA DE MONTANTE.	

LEYENDA			
EQUIPOS	REF.	DESCRIPCIÓN	
	(FC)	FANCOIL TIPO CONDUCTO	
	(FC)	FANCOIL TIPO VERTICAL	
	(CL)	CLIMATIZADOR DE 2 PISOS	
	(CL)	CLIMATIZADOR EN L	
	(CC)	CLIMATIZADOR COMPACTO	

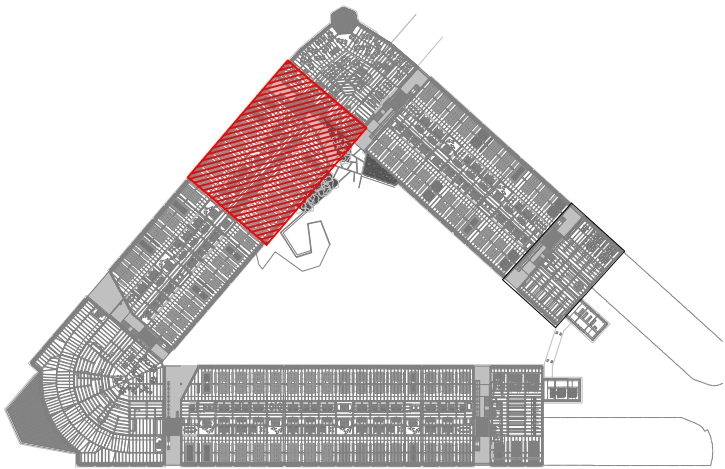


REV.	MOTIVO	FECHA

  MADRID	AYUNTAMIENTO DE MADRID DIRECCIÓN GENERAL DE PATRIMONIO S.G. DE ARQUITECTURA Y CONSERVACIÓN DEL PATRIMONIO	
PROYECTO: ADAPTACIÓN DEL PROYECTO PARA LA REHABILITACIÓN DEL MERCADO DE FRUTAS Y VERDURAS PROYECTO DE EJECUCIÓN AUTORES DEL PROYECTO:  JESÚS ULLARGUI AGUIRREZA		
 EDUARDO PESQUERA GONZÁLEZ		CLETO BARRERO SORRINIS
DIRECCIÓN DEL PROYECTO: JIMENA ROBLES GARCÍA DE LA MATA		
NÚMERO: CL76		
PLANO: CLIMATIZACIÓN ENTREPLANTA DISTRIBUCIÓN DE TUBERÍAS ZONA 6		FECHA: MAYO 2017
ESCALA: 1/100	FORMATO: DIN A1	ESCALA GRÁFICA (1 2)
PESQUERA ULARGUI arquitectos s.l.p. E uparquitectos@uparquitectos.com		
C/Fernando Garrido12, Local 28515, Madrid		T 914445433

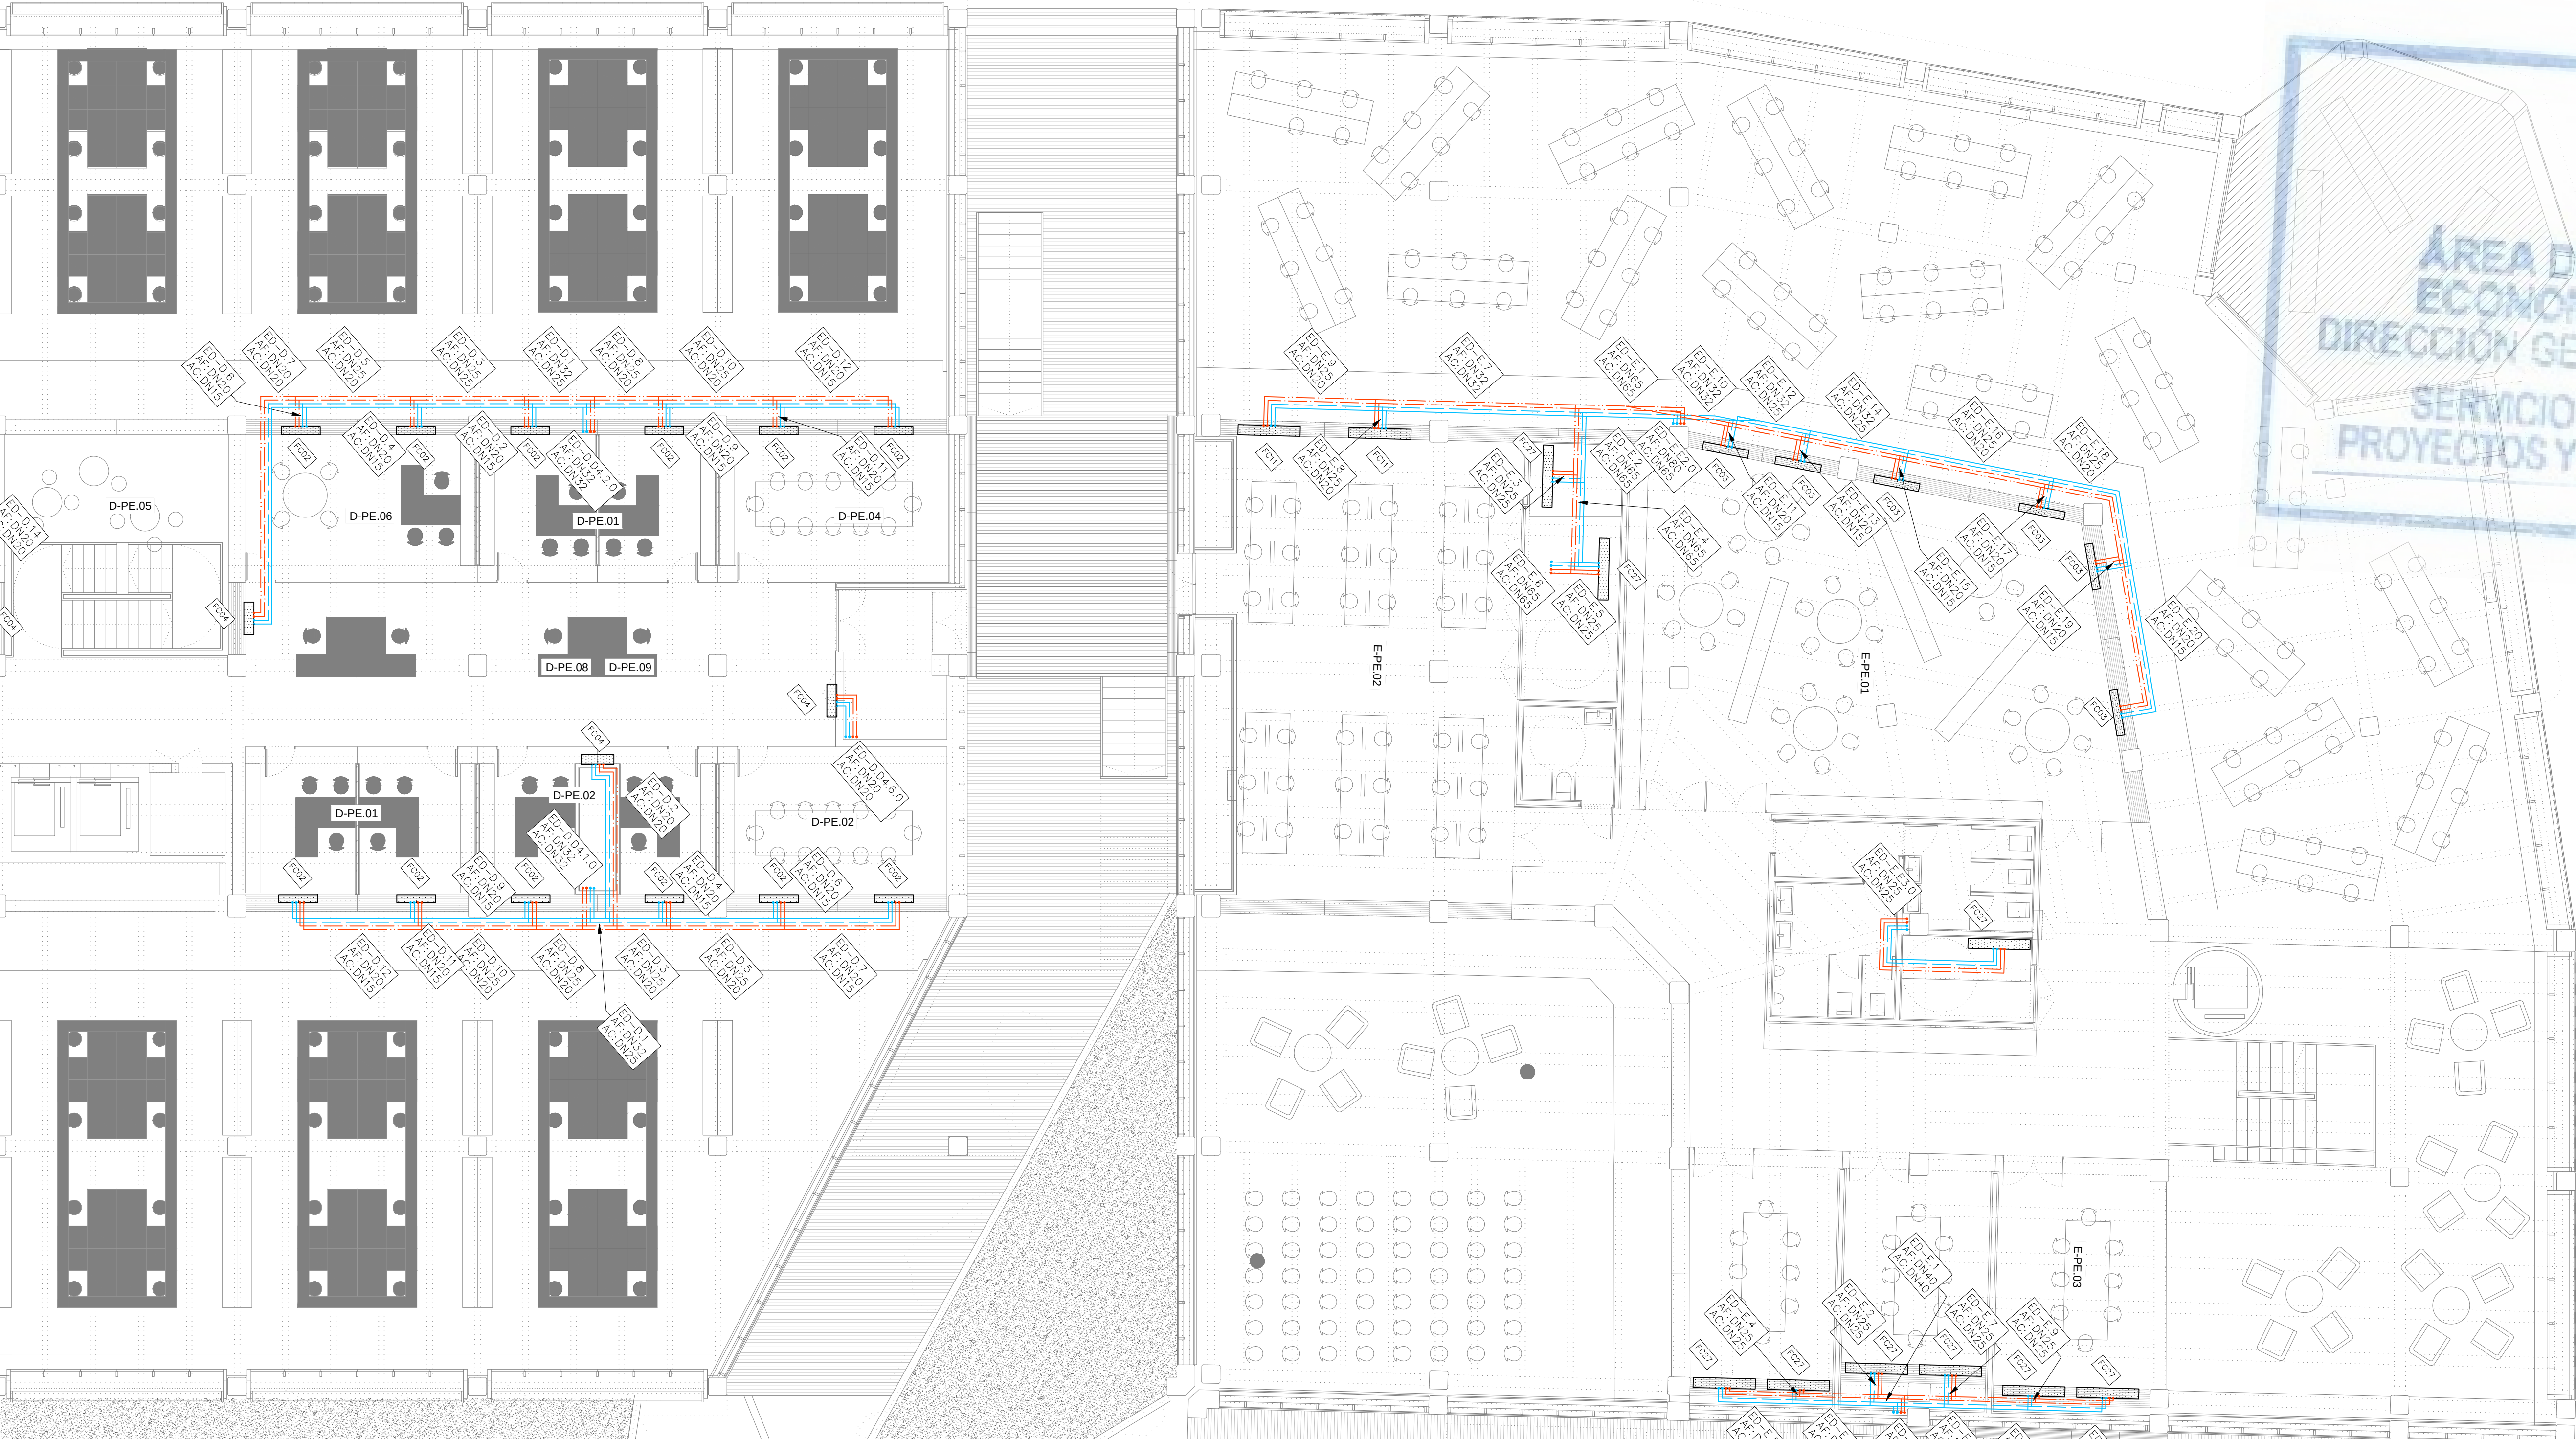


LEYENDA	
SIMBOLOGIA	
	CIRCUITO IMPULSIÓN AGUA FRÍA
	CIRCUITO RETORNO AGUA FRÍA
	CIRCUITO IMPULSIÓN AGUA CALIENTE
	CIRCUITO RETORNO AGUA CALIENTE
	Referencia montante. Tramo Diámetro tubería
VER EN PLANO DE DETALLES: —AISLAMIENTO TÉRMICO PARA TUBERÍAS DE AGUA —VALVULERÍA ASOCIADA A SALIDA DE MONTANTE.	

LEYENDA			
EQUIPOS	REF.	DESCRIPCIÓN	
	(FC)	FANCOIL TIPO CONDUCTO	
	(FC)	FANCOIL TIPO VERTICAL	
	(CL)	CLIMATIZADOR DE 2 PISOS	
	(CL)	CLIMATIZADOR EN L	
	(CC)	CLIMATIZADOR COMPACTO	

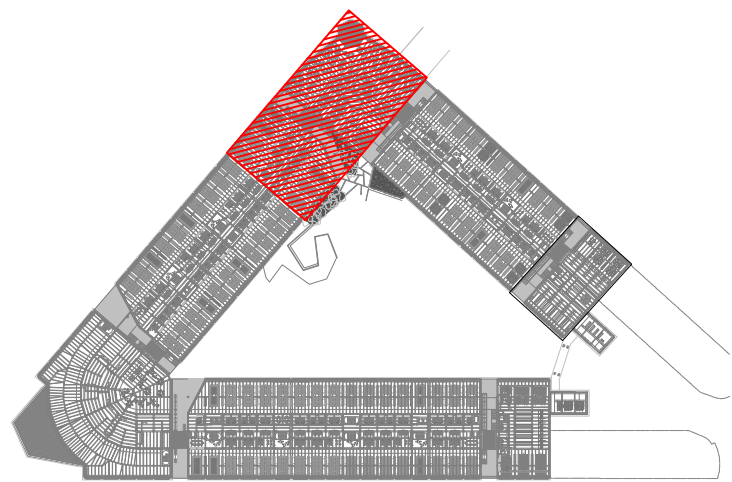


REV.	MOTIVO	FECHA

		MADRID		AYUNTAMIENTO DE MADRID DIRECCIÓN GENERAL DE PATRIMONIO S.G. DE ARQUITECTURA Y CONSERVACIÓN DEL PATRIMONIO	
PROYECTO: ADAPTACIÓN DEL PROYECTO PARA LA REHABILITACIÓN DEL MERCADO DE FRUTAS Y VERDURAS PROYECTO DE EJECUCIÓN					
AUTORES DEL PROYECTO:  JESÚS ULARGUI AGUIRREZA  EDUARDO PESQUERA GONZÁLEZ					
DIRECCIÓN DEL PROYECTO: JIMENA ROBLES GARCÍA DE LA MATA CLETO BARRERO SORRINIS					
NÚMERO: CL77		PLANO: CLIMATIZACIÓN ENTREPLANTA DISTRIBUCIÓN DE TUBERÍAS ZONA 7			
ESCALA: 1/100		FORMATO: DIN A1		FECHA: MAYO 2017	
ESCALA GRÁFICA		PESQUERA ULARGUI arquitectos s.l.p. C/Fernando Garrido12, Local 28515, Madrid T 91 4445433 e ulargui@pesquerialargui.com			

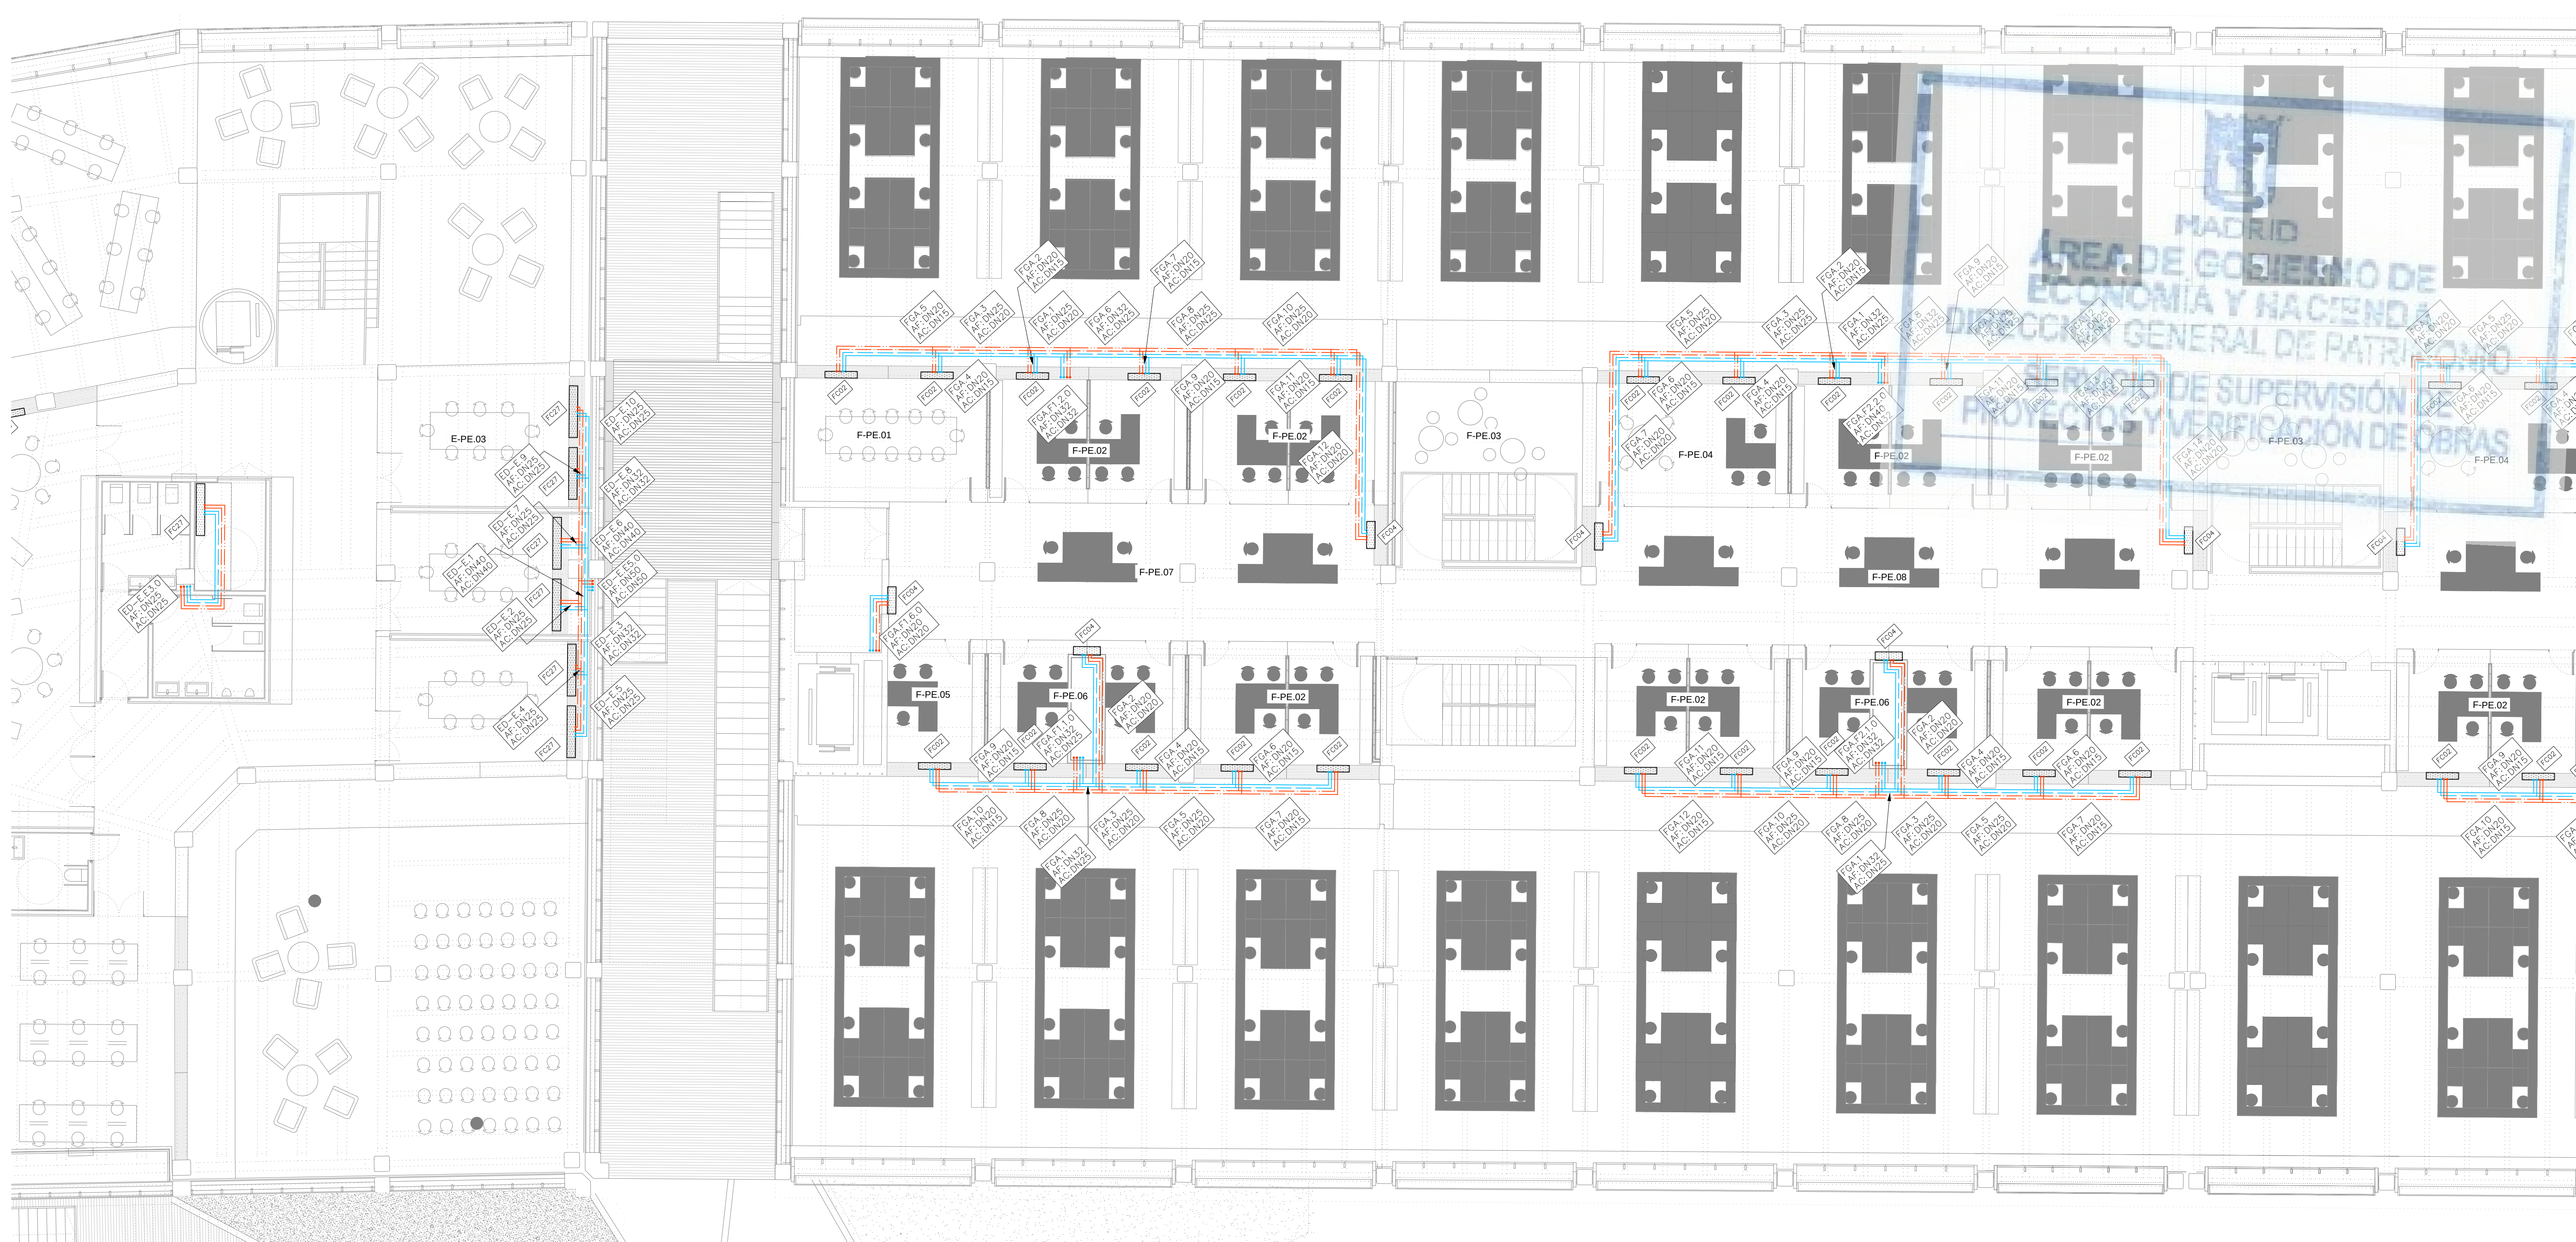


LEYENDA	
SIMBOLOGIA	
	CIRCUITO IMPULSION AGUA FRIA
	CIRCUITO RETORNO AGUA FRIA
	CIRCUITO IMPULSION AGUA CALIENTE
	CIRCUITO RETORNO AGUA CALIENTE
	Referencia montante. Tramo Diámetro tubería
VER EN PLANO DE DETALLES: - AISLAMIENTO TÉRMICO PARA TUBERÍAS DE AGUA - VALVULERÍA ASOCIADA A SALIDA DE MONTANTE.	

LEYENDA			
EQUIPOS	REF.	DESCRIPCIÓN	
	(FC)	FANCOIL TIPO CONDUCTO	
	(FC)	FANCOIL TIPO VERTICAL	
	(CL)	CLIMATIZADOR DE 2 PISOS	
	(CL)	CLIMATIZADOR EN L	
	(CC)	CLIMATIZADOR COMPACTO	

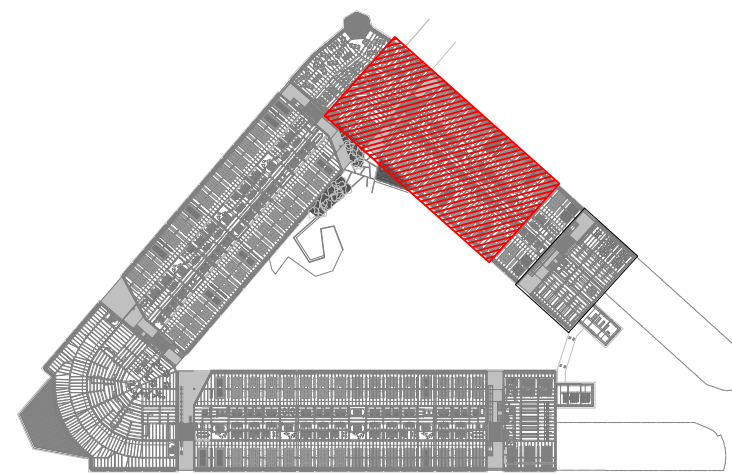


REV.	MOTIVO	FECHA

		AYUNTAMIENTO DE MADRID DIRECCIÓN GENERAL DE PATRIMONIO S.G. DE ARQUITECTURA Y CONSERVACIÓN DEL PATRIMONIO
PROYECTO: ADAPTACIÓN DEL PROYECTO PARA LA REHABILITACIÓN DEL MERCADO DE FRUTAS Y VERDURAS PROYECTO DE EJECUCIÓN		
AUTORES DEL PROYECTO:		
JESÚS ULARGUI AGUIRREZA		EDUARDO PESQUERA GONZÁLEZ
DIRECCIÓN DEL PROYECTO: JIMENA ROBLES GARCÍA DE LA MATA	CLETO BARRERO SORRINIS	
NÚMERO: CL78	PLANO: CLIMATIZACIÓN ENTREPLANTA DISTRIBUCIÓN DE TUBERÍAS ZONA 8	
ESCALA: 1/100	FORMATO: DIN A1	FECHA: MAYO 2017
ESCALA GRÁFICA: 0 1 2 100	PESQUERA ULARGUI arquitectos s.l.p. C/Fernando Garrido12, Local. 28015, Madrid E uparquitectos@uparquitectos.com T 91 4445433	

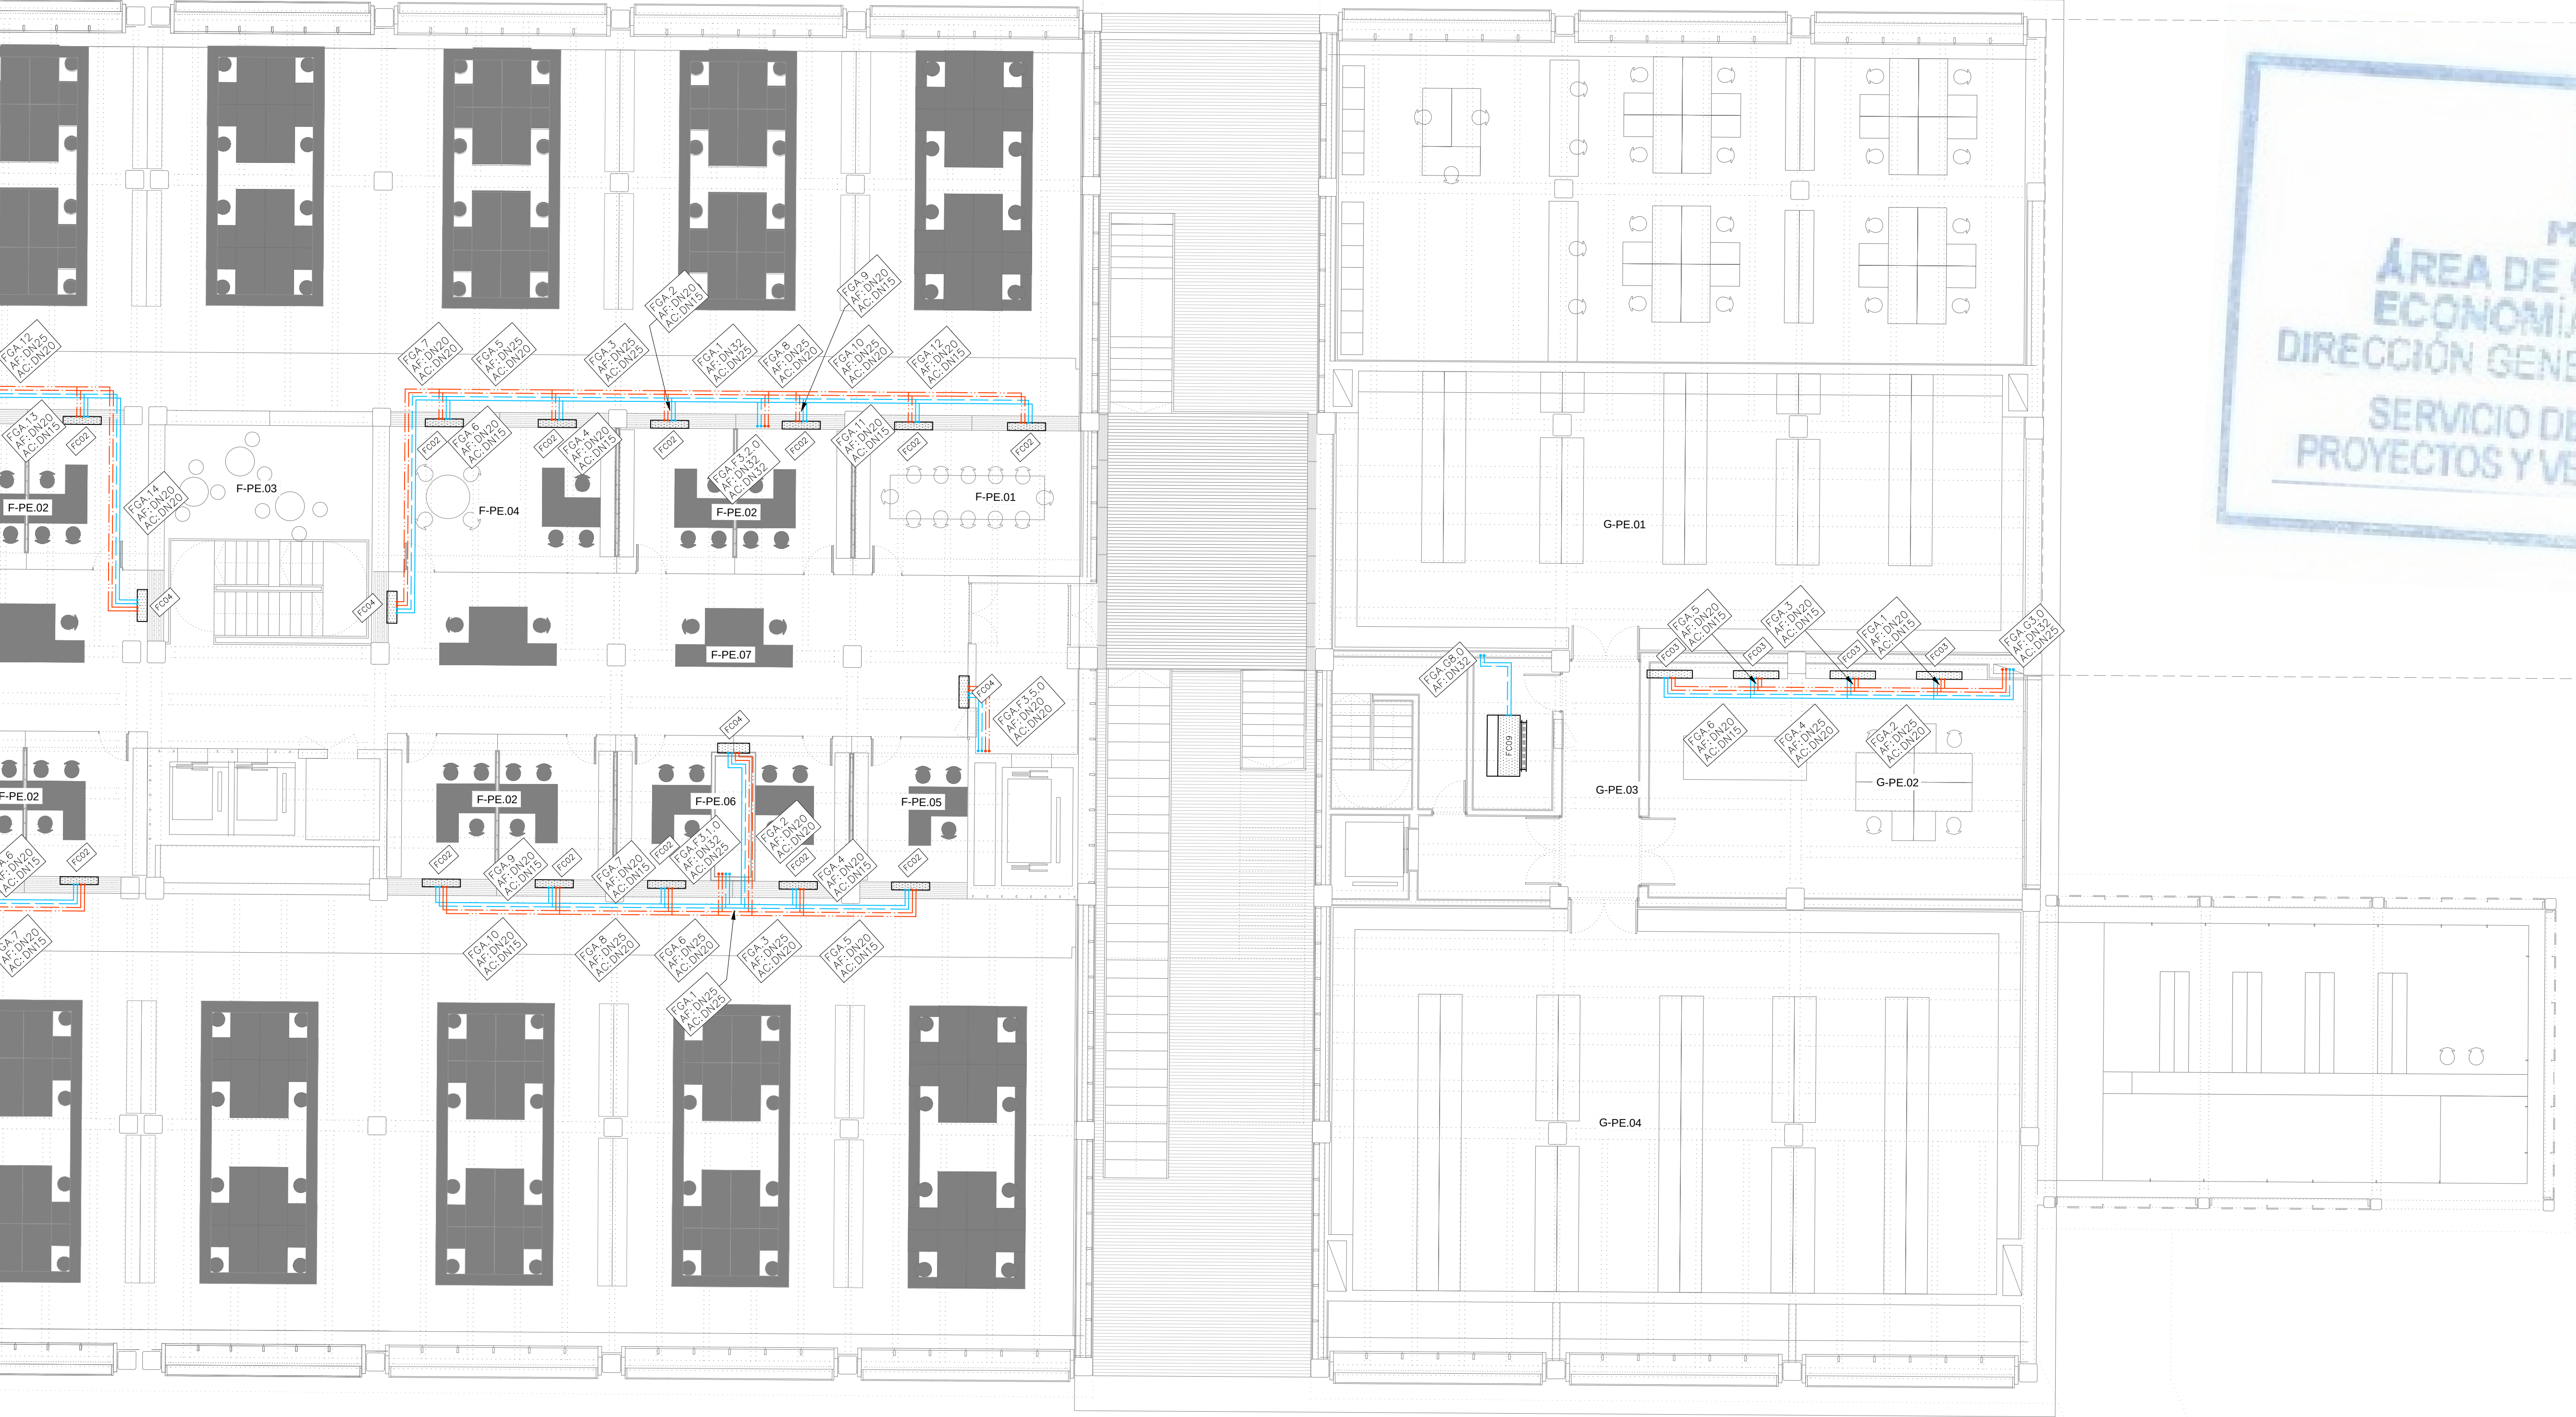


LEYENDA	
SIMBOLOGIA	
	CIRCUITO IMPULSIÓN AGUA FRÍA
	CIRCUITO RETORNO AGUA FRÍA
	CIRCUITO IMPULSIÓN AGUA CALIENTE
	CIRCUITO RETORNO AGUA CALIENTE
	Referencia montante. Tramo Diámetro tubería
VER EN PLANO DE DETALLES: - AISLAMIENTO TÉRMICO PARA TUBERÍAS DE AGUA - VALVULERÍA ASOCIADA A SALIDA DE MONTANTE.	

LEYENDA			
EQUIPOS	REF.	DESCRIPCIÓN	
	(FC)	FANCOIL TIPO CONDUCTO	
	(FC)	FANCOIL TIPO VERTICAL	
	(CL)	CLIMATIZADOR DE 2 PISOS	
	(CL)	CLIMATIZADOR EN L	
	(CC)	CLIMATIZADOR COMPACTO	

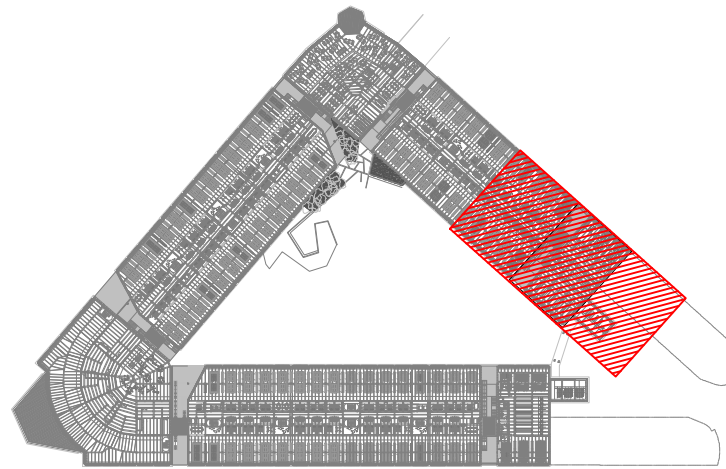

REV.	MOTIVO	FECHA

	MADRID	AYUNTAMIENTO DE MADRID DIRECCIÓN GENERAL DE PATRIMONIO S.G. DE ARQUITECTURA Y CONSERVACIÓN DEL PATRIMONIO
PROYECTO: ADAPTACIÓN DEL PROYECTO PARA LA REHABILITACIÓN DEL MERCADO DE FRUTAS Y VERDURAS PROYECTO DE EJECUCIÓN		
AUTORES DEL PROYECTO:		
DIRECCIÓN DEL PROYECTO: JIMENA ROBLES GARCÍA DE LA MATA		
FECHA: MAYO 2017		
NÚMERO: CL79		
PLANO: CLIMATIZACIÓN ENTREPLANTA DISTRIBUCIÓN DE TUBERÍAS ZONA 9		
ESCALA: 1/100		
ESCALA GRÁFICA: 0 1 2		
PESQUERA ULARGUI arquitectos s.l.p. C/Fernando Garrido12, Local. 28015, Madrid		
E uparquitectos@uparquitectos.com T 914445433		

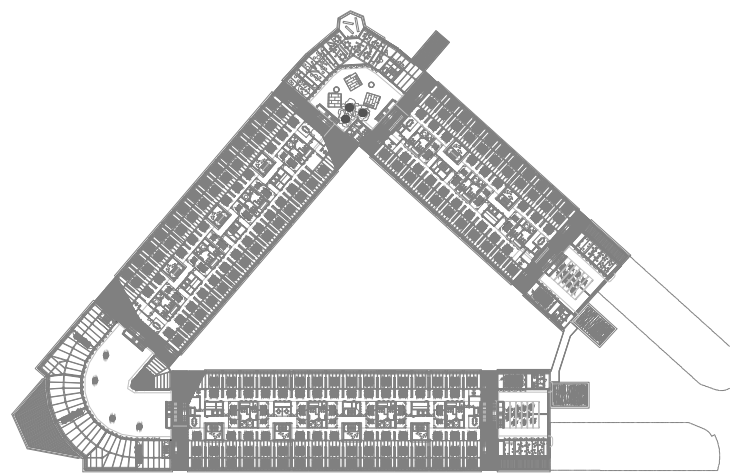

REV.	MOTIVO	FECHA

 MADRID		AYUNTAMIENTO DE MADRID DIRECCIÓN GENERAL DE PATRIMONIO S.G. DE ARQUITECTURA Y CONSERVACIÓN DEL PATRIMONIO
PROYECTO: ADAPTACIÓN DEL PROYECTO PARA LA REHABILITACIÓN DEL MERCADO DE FRUTAS Y VERDURAS PROYECTO DE EJECUCIÓN		
AUTORES DEL PROYECTO: JESÚS ULARGUI AGUIRREZA EDUARDO PESQUERA GONZÁLEZ		
DIRECCIÓN DEL PROYECTO: JIMENA ROBLES GARCÍA DE LA MATA CLETO BARRERO SORRIVAS		
NÚMERO: CL80	PLANO: CLIMATIZACIÓN PLANTA PRIMERA DISTRIBUCIÓN DE TUBERÍAS	
ESCALA: 1/500	FORMATO: DIN A1	FECHA: MAYO 2017
ESCALA GRÁFICA: 0 10 20 30 40 50 60 70 80 90 100		
PESQUERA ULARGUI arquitectos s.l.p. C/Fernando Garrido12, Local. 28015, Madrid E uparquitectos@uparquitectos.com T 91 4445433		